
 


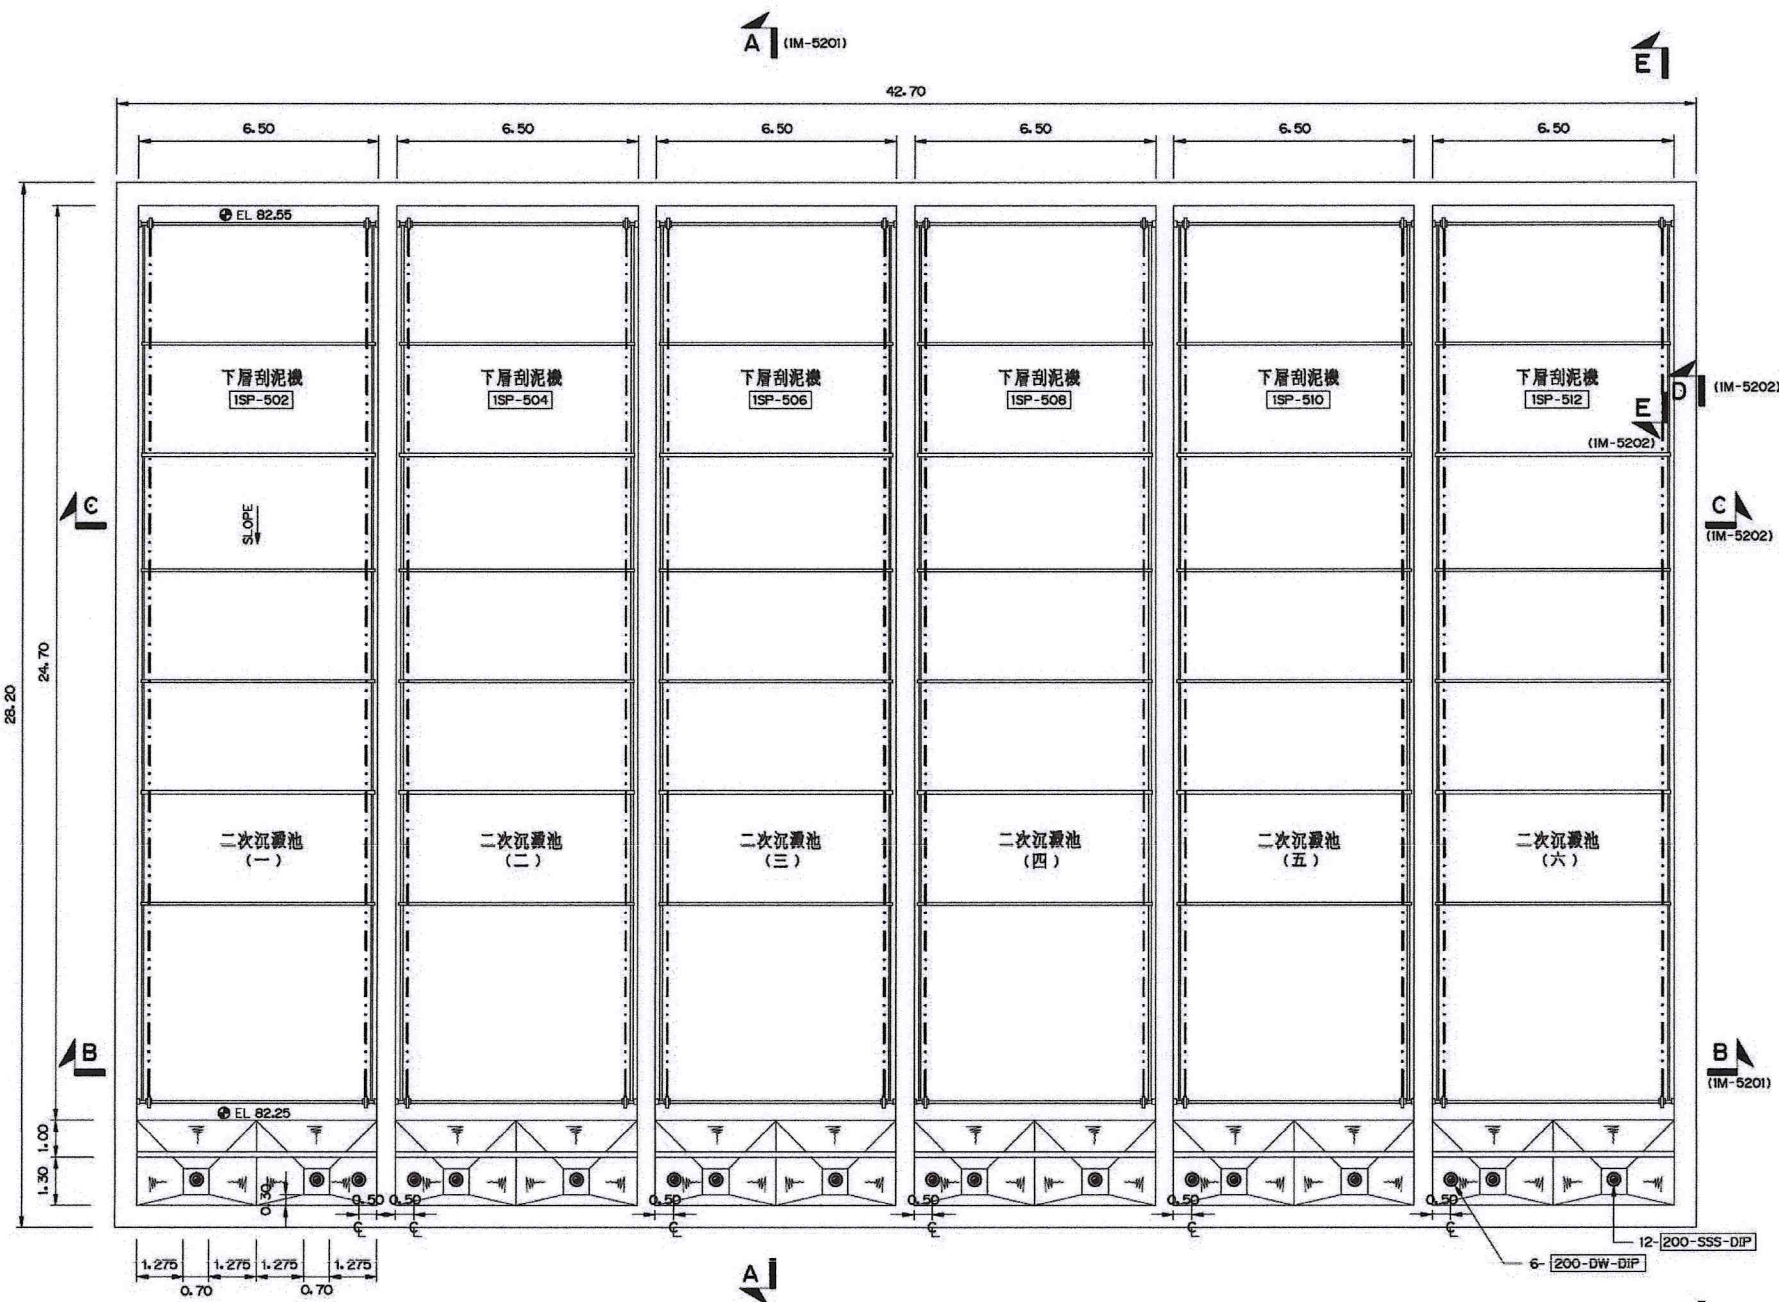



地下層平面圖
(EL 84.00)
1:100



附註：
1. 同圖 IM-5101。

比例說明：
顯示比例以A圖紙為基準，
A3圖紙之比例須縮小1/2

桃園市政府		興建執行計畫書圖集		CTCI I-DEC 泉鼎水務公司 中鼎－欣達聯合承攬體				技師簽證 CERTIFIED BY PROFESSIONAL ENGINEER 王朝民		圖名 TITLE 水資源回收中心工程 二次沉澱池工程 平面圖(四)	
促進民間參與桃園市中壢地區污水下水道系統建設之興建、營運、移轉(BOT)計畫		中壢水資源回收中心圖集		環興科技股份有限公司 繪圖 DRAWN 林宜 複核 RECHECKED 謝長原		比例尺 SCALES 1 : 100 設計 DESIGNED 陳柏華 核准 APPROVED 王朝民		單位 UNIT m 初核 CHECKED 侯清文 日期 DATE 110.03		圖號 DWG NO. 1M-5104 版次 REV NO. 0	
圖庫名稱 1279C1M51040.DWG											

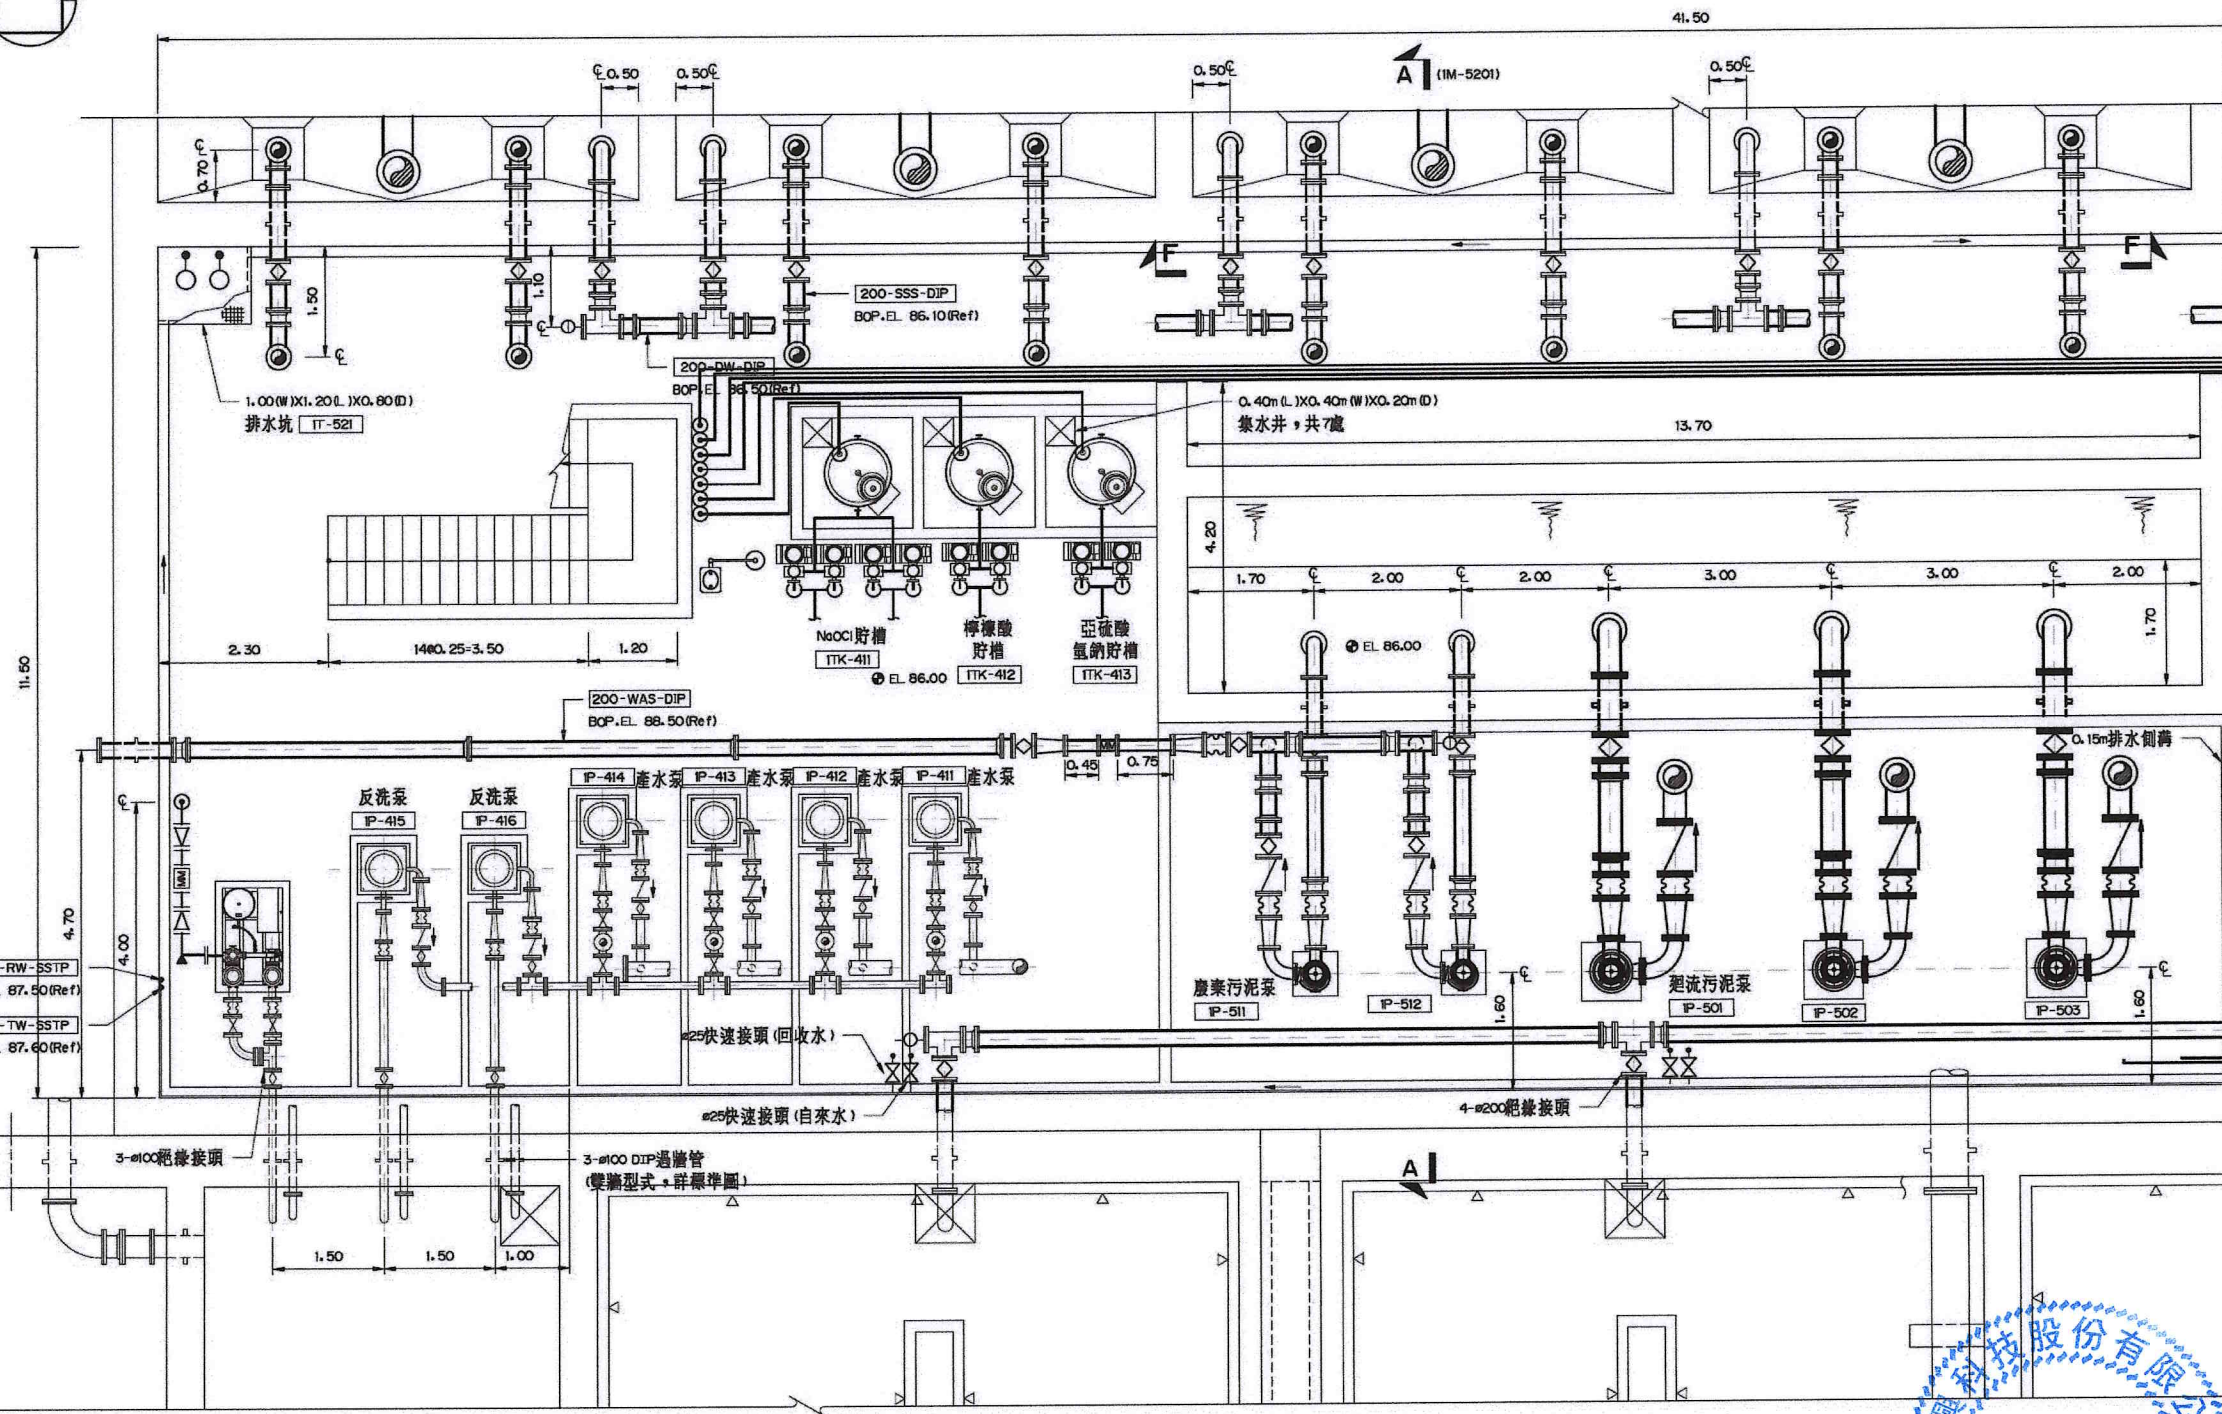 


管廊底部平面圖
(EL 89.00)
1:50


銜接線A (見圖M-5105)

附註：
1. 同圖M-5101。


比例說明：
標示比例以A圖紙為基準，
A3圖紙之比例須縮小1/2

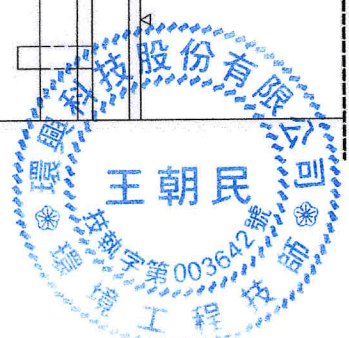

桃園市政府		興建執行計畫書圖集		CTCI I:DEC 中鼎-欣達聯合承攬體 泉鼎水務公司				技師簽認 CERTIFIED BY PROFESSIONAL ENGINEER 		圖名 TITLE 水資源回收中心工程 二次沉澱池工程 平面圖(五)	
促進民間參與桃園市中壢地區污水下水道系統建設之興建、營運、移轉(BOT)計畫		中壢水資源回收中心圖集		環興科技股份有限公司	繪圖 DRAWN 林宜	複核 RECHECKED 謝長原			圖號 DWG NO. 1M-5105	版次 REV NO. 0	
				比例尺 SCALES 1:50	設計 DESIGNED 陳柏華	核准 APPROVED 王朝民					
				單位 UNIT m	初核 CHECKED 侯清文	日期 DATE 110.03				圖檔名稱 1279C 1M51050.DWG	

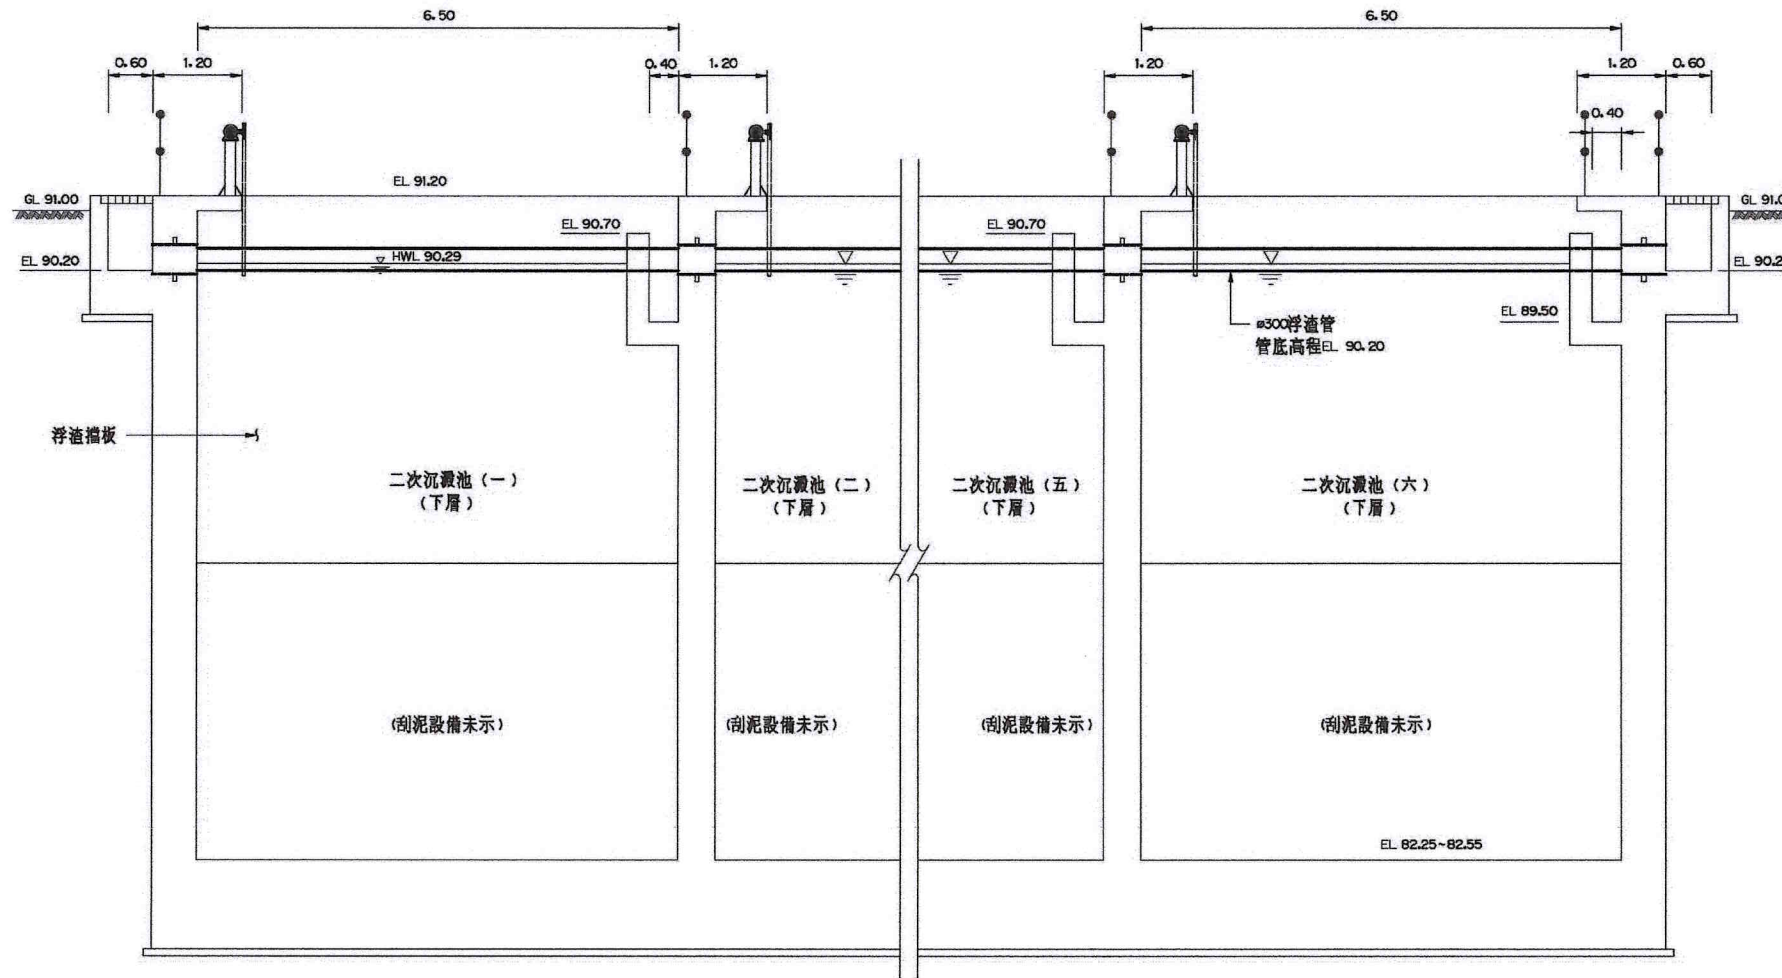

剖面 C-C (IM-5101)
1:50

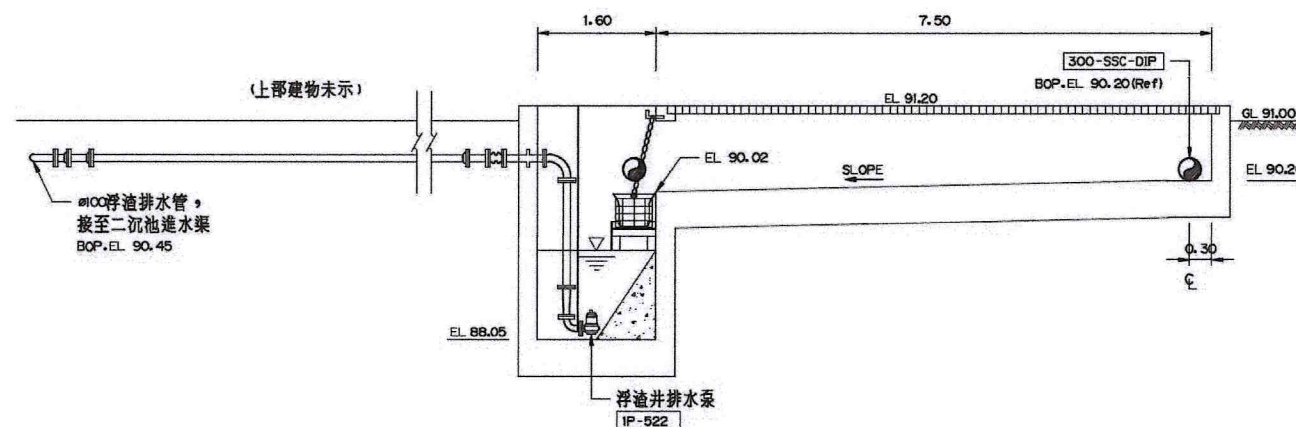


剖面 D-D (IM-5101)
1:50

附註：
1. 同圖 IM-5101。




比例說明：
標示比例以A圖紙為基準，
A3圖紙之比例須縮小1/2

 桃園市政府		興建執行計畫書圖集		CTCI I-DEC 中鼎一欣達聯合承攬體				技師簽認 CERTIFIED BY PROFESSIONAL ENGINEER		圖名 TITLE 水資源回收中心工程	
促進民間參與桃園市中壢地區污水下水道系統建設之興建、營運、移轉(BOT)計畫		中壢水資源回收中心圖集		S環興科技股份有限公司		繪圖	林宜	複核	謝長原	王朝民	
				比例尺	1 : 50	設計	陳柏華	核准	王朝民		
				單位	m	初核	侯清文	日期	110.03		
										圖號 DWG NO. IM-5202	
										版次 REV NO. 0	

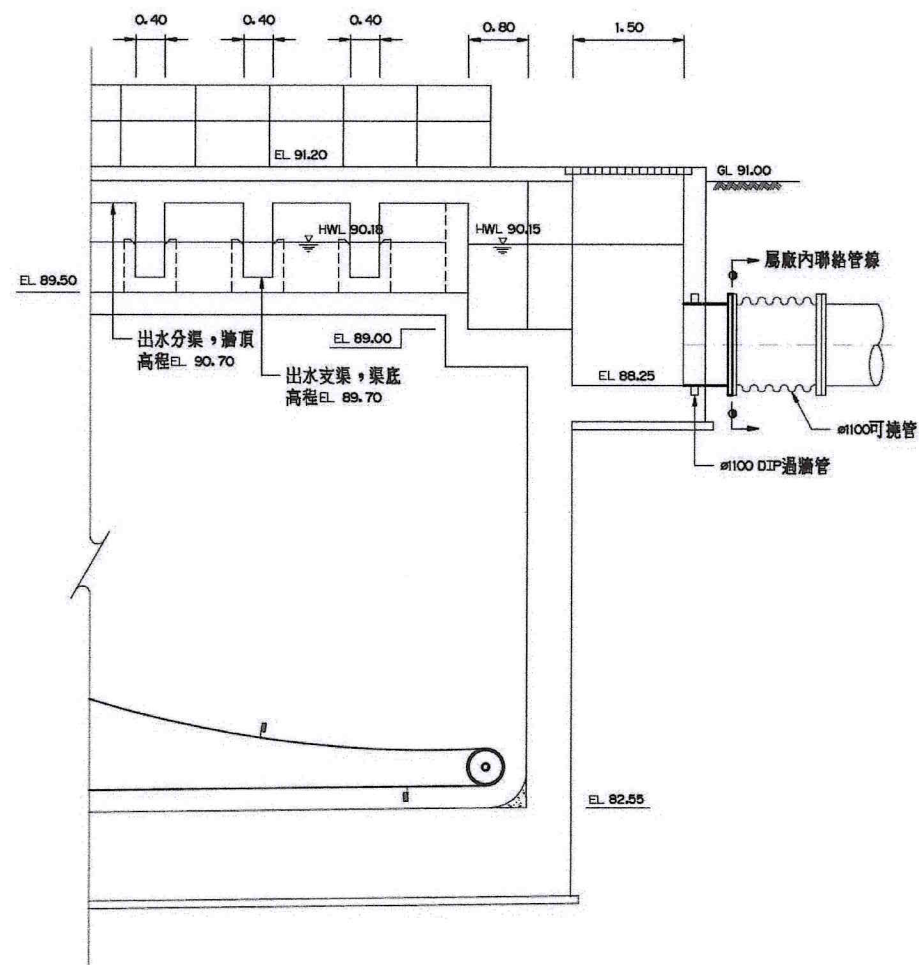

剖面 E-E (1M-5101)
1:50

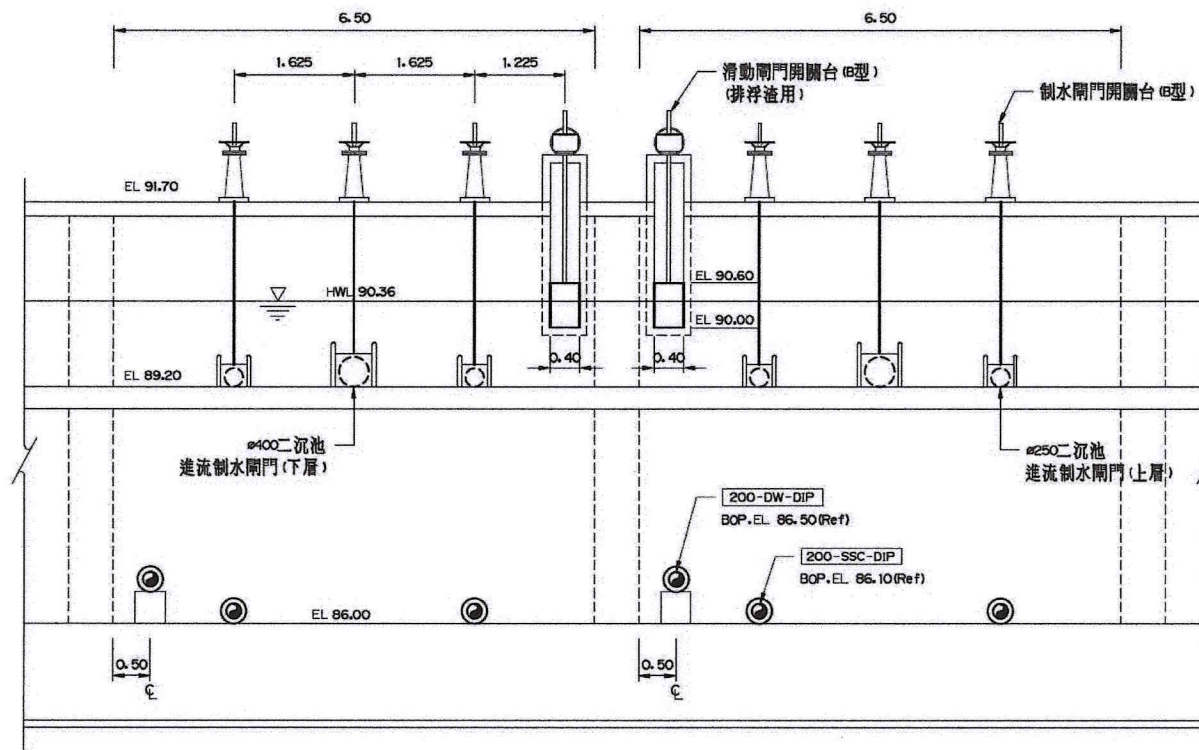


剖面 F-F (1M-5101)
1:50

附註：
1. 同圖 M-5101。




比例說明：
標示比例以A圖紙為基準，
A3圖紙之比例須縮小1/2

 桃園市政府	興建執行計畫書圖集	CTCI I:DEC 中鼎-欣達聯合承攬體				技師簽證 CERTIFIED BY PROFESSIONAL ENGINEER 王朝民	圖名 TITLE 水資源回收中心工程 二次沉澱池工程 剖面圖(三)	
		泉鼎水務公司		繪圖 DRAWN 林宜	覆核 RECHECKED 謝長原		圖號 DWG NO. 1M-5203	版次 REV NO. 0
		環興科技股份有限公司	比例尺 SCALES 1 : 50	設計 DESIGNED 陳柏華	核准 APPROVED 王朝民			
促進民間參與桃園市中壢地區污水下水道系統建設之興建、營運、移轉(BOT)計畫	中壢水資源回收中心圖集	單位 UNIT m	初核 CHECKED 侯清文	日期 DATE 110.03				

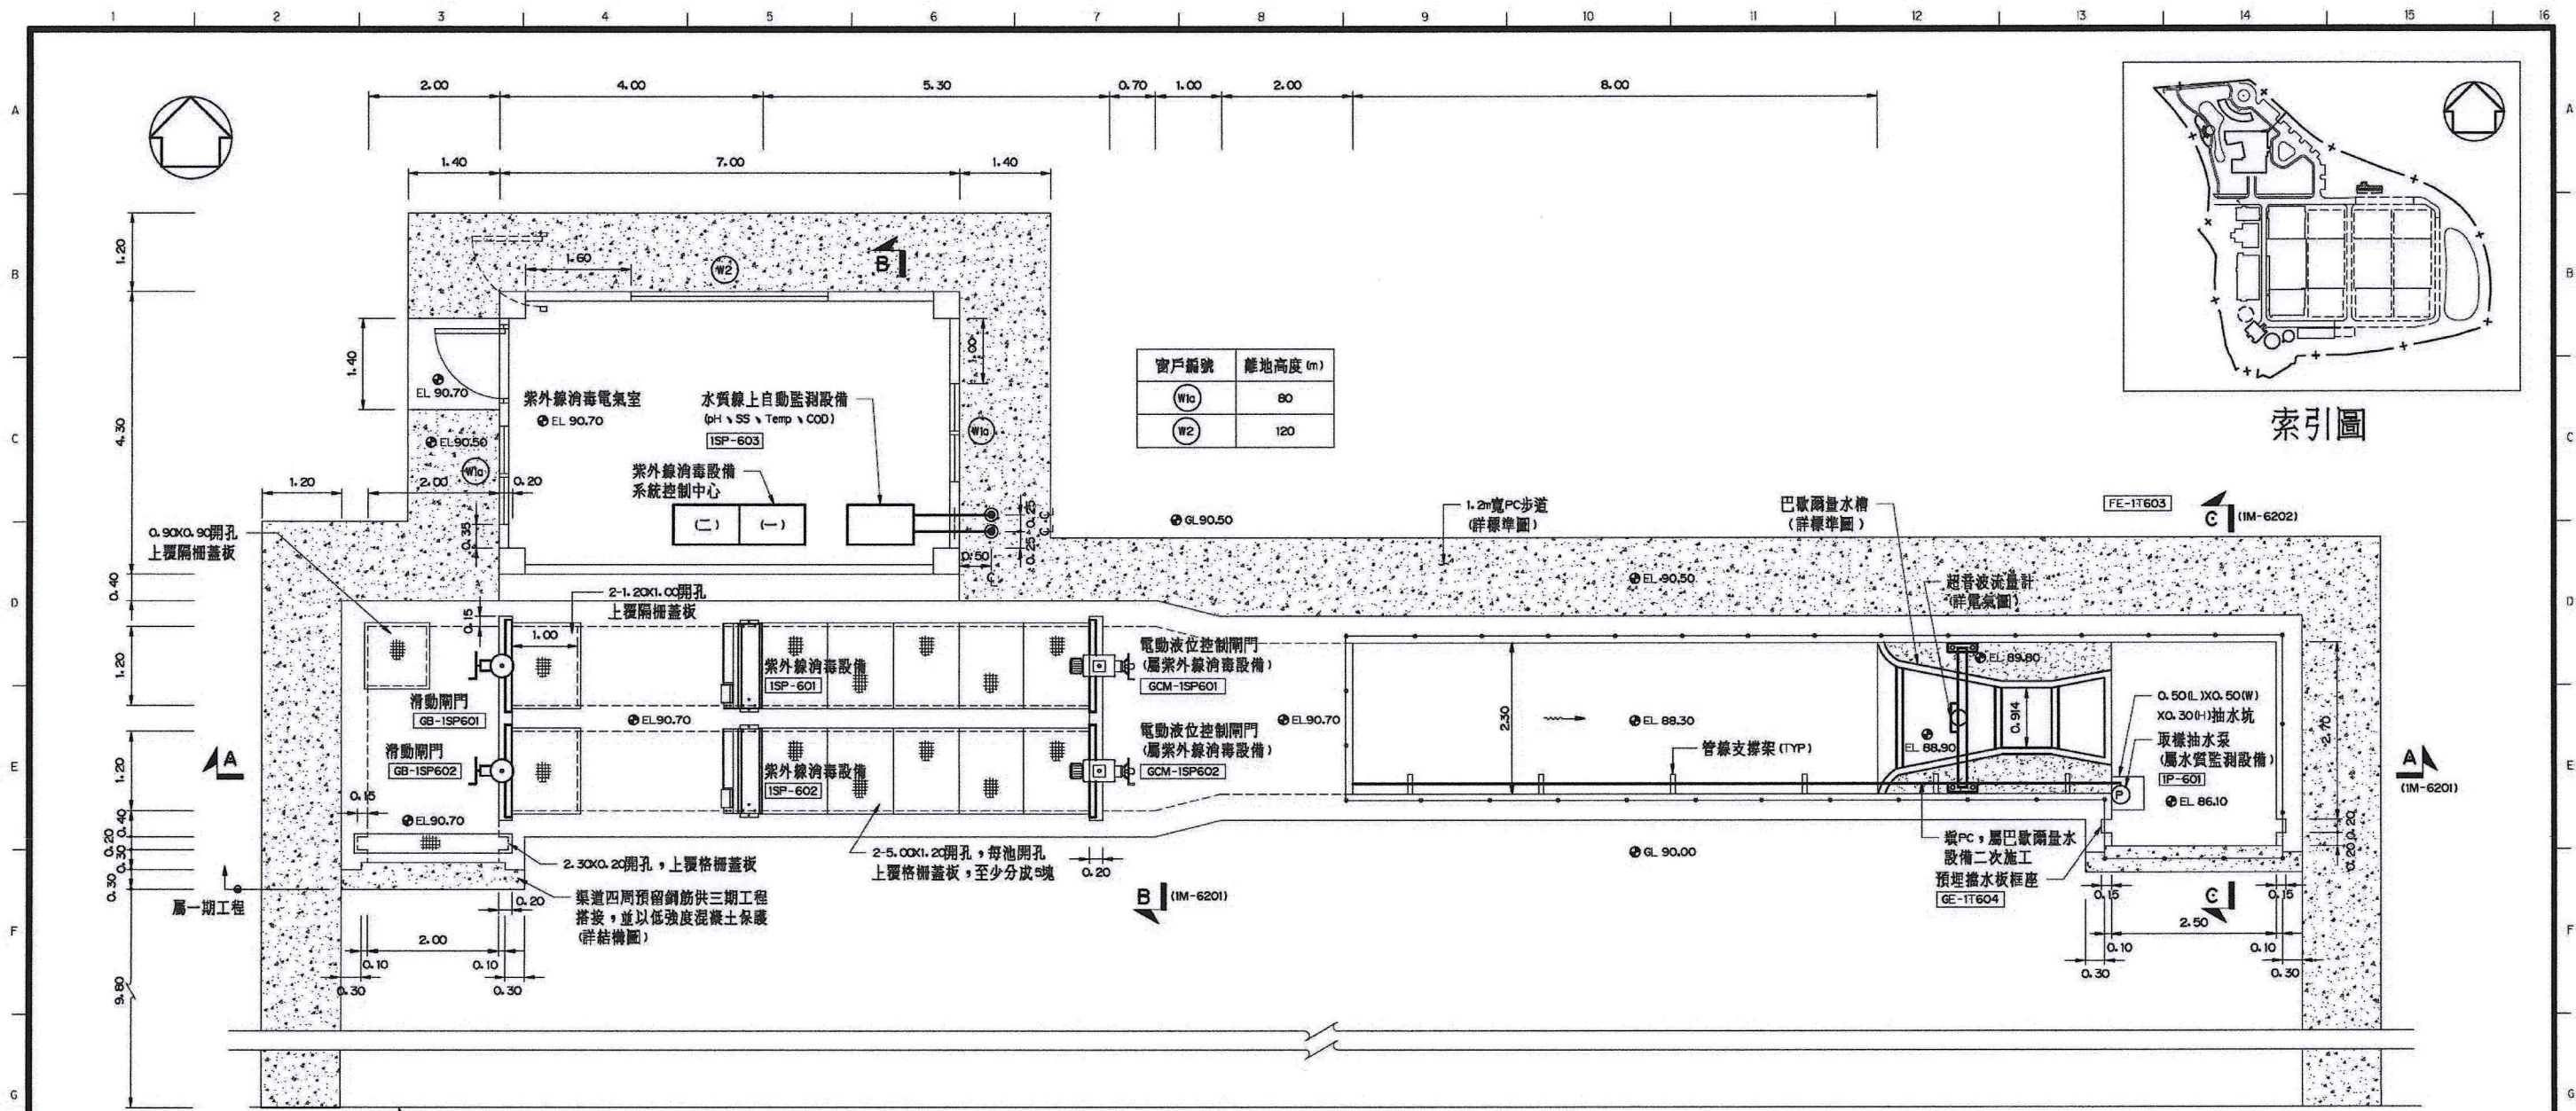


窗戶編號	離地高度 (m)
W1a	80
W2	120

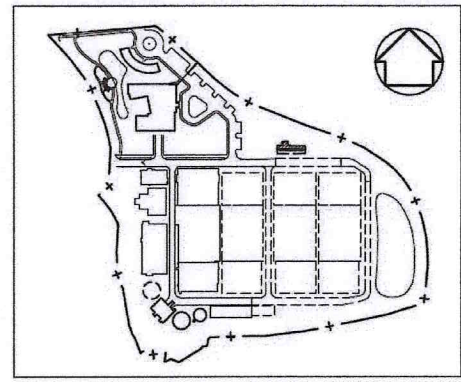

索引圖

消毒及放流池頂層平面圖 (EL 92.70)

1:50

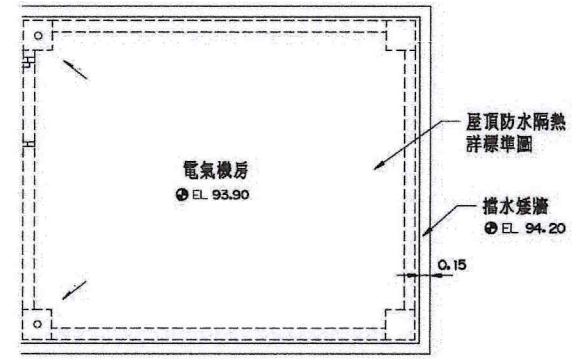

消毒及放流池頂層平面圖 (EL 95.00)


1:50

- 附註：
- 尺寸除管線管徑或特別註明者外，尺寸一律以公尺為單位。
 - 有關結構尺寸及建築裝修、門窗另詳相關結構圖及處理單元門窗表。
 - 設計圖內標示之設備及管線僅為配置示意圖，設備規格詳相關施工規範之規定。
 - 管線施工圖之繪製應考慮預留操作及維護空間，必要之固定及支撐吊架，並配合結構開孔適當調整設置位置設備底座及管線固定座由統包商參考標準圖及相關設計圖進行施作。
 - 本工程所有管線需依管線功能標示顏色、流向及管線代號。
 - 本圖面上標示之爬梯、閘門及開關台、格柵蓋板、密格柵蓋板、吊機孔、維修人孔、固定座、管線固定與支撐、排氣閥、壓力清潔、藥液防漏裝置、鋼製台階、溢流堰、排光通風孔、欄杆均另詳環工標準圖。
 - 紫外線消毒設備安裝時，承商需配合紫外線消毒設備尺寸，適當以PC調整設備安裝處之渠道寬度或渠底高度，以維持污水經紫外線消毒劑量之穩定。
 - 水質監測設備包含配管管線、閘門及取樣泵，其費用已含於水質監測設備，不另計價。

比例說明：
標示比例以A圖紙為基準，
A3圖紙之比例須縮小1/2



桃園市政府		興建執行計畫書圖集		CTCI DEC 泉鼎水務公司		中鼎一欣達聯合承攬體		技師簽證 CERTIFIED BY PROFESSIONAL ENGINEER		圖名 TITLE	
促進民間參與桃園市中壢地區污水下水道系統建設之興建、營運、移轉(BOT)計畫		中壢水資源回收中心圖集		環興科技股份有限公司		繪圖 DRAWN		謝亦華		水資源回收中心工程	
				比例尺 SCALES		設計 DESIGNED		吳忠憲		消毒及放流池工程	
				單位 UNIT		初核 CHECKED		侯清文		平面圖(一)	
						日期 DATE		110.03		圖號 DWG NO.	
								王朝民		1M-6101	
										版次 REV NO.	
										0	
										圖集名稱 1279C1M6101O.DWG	

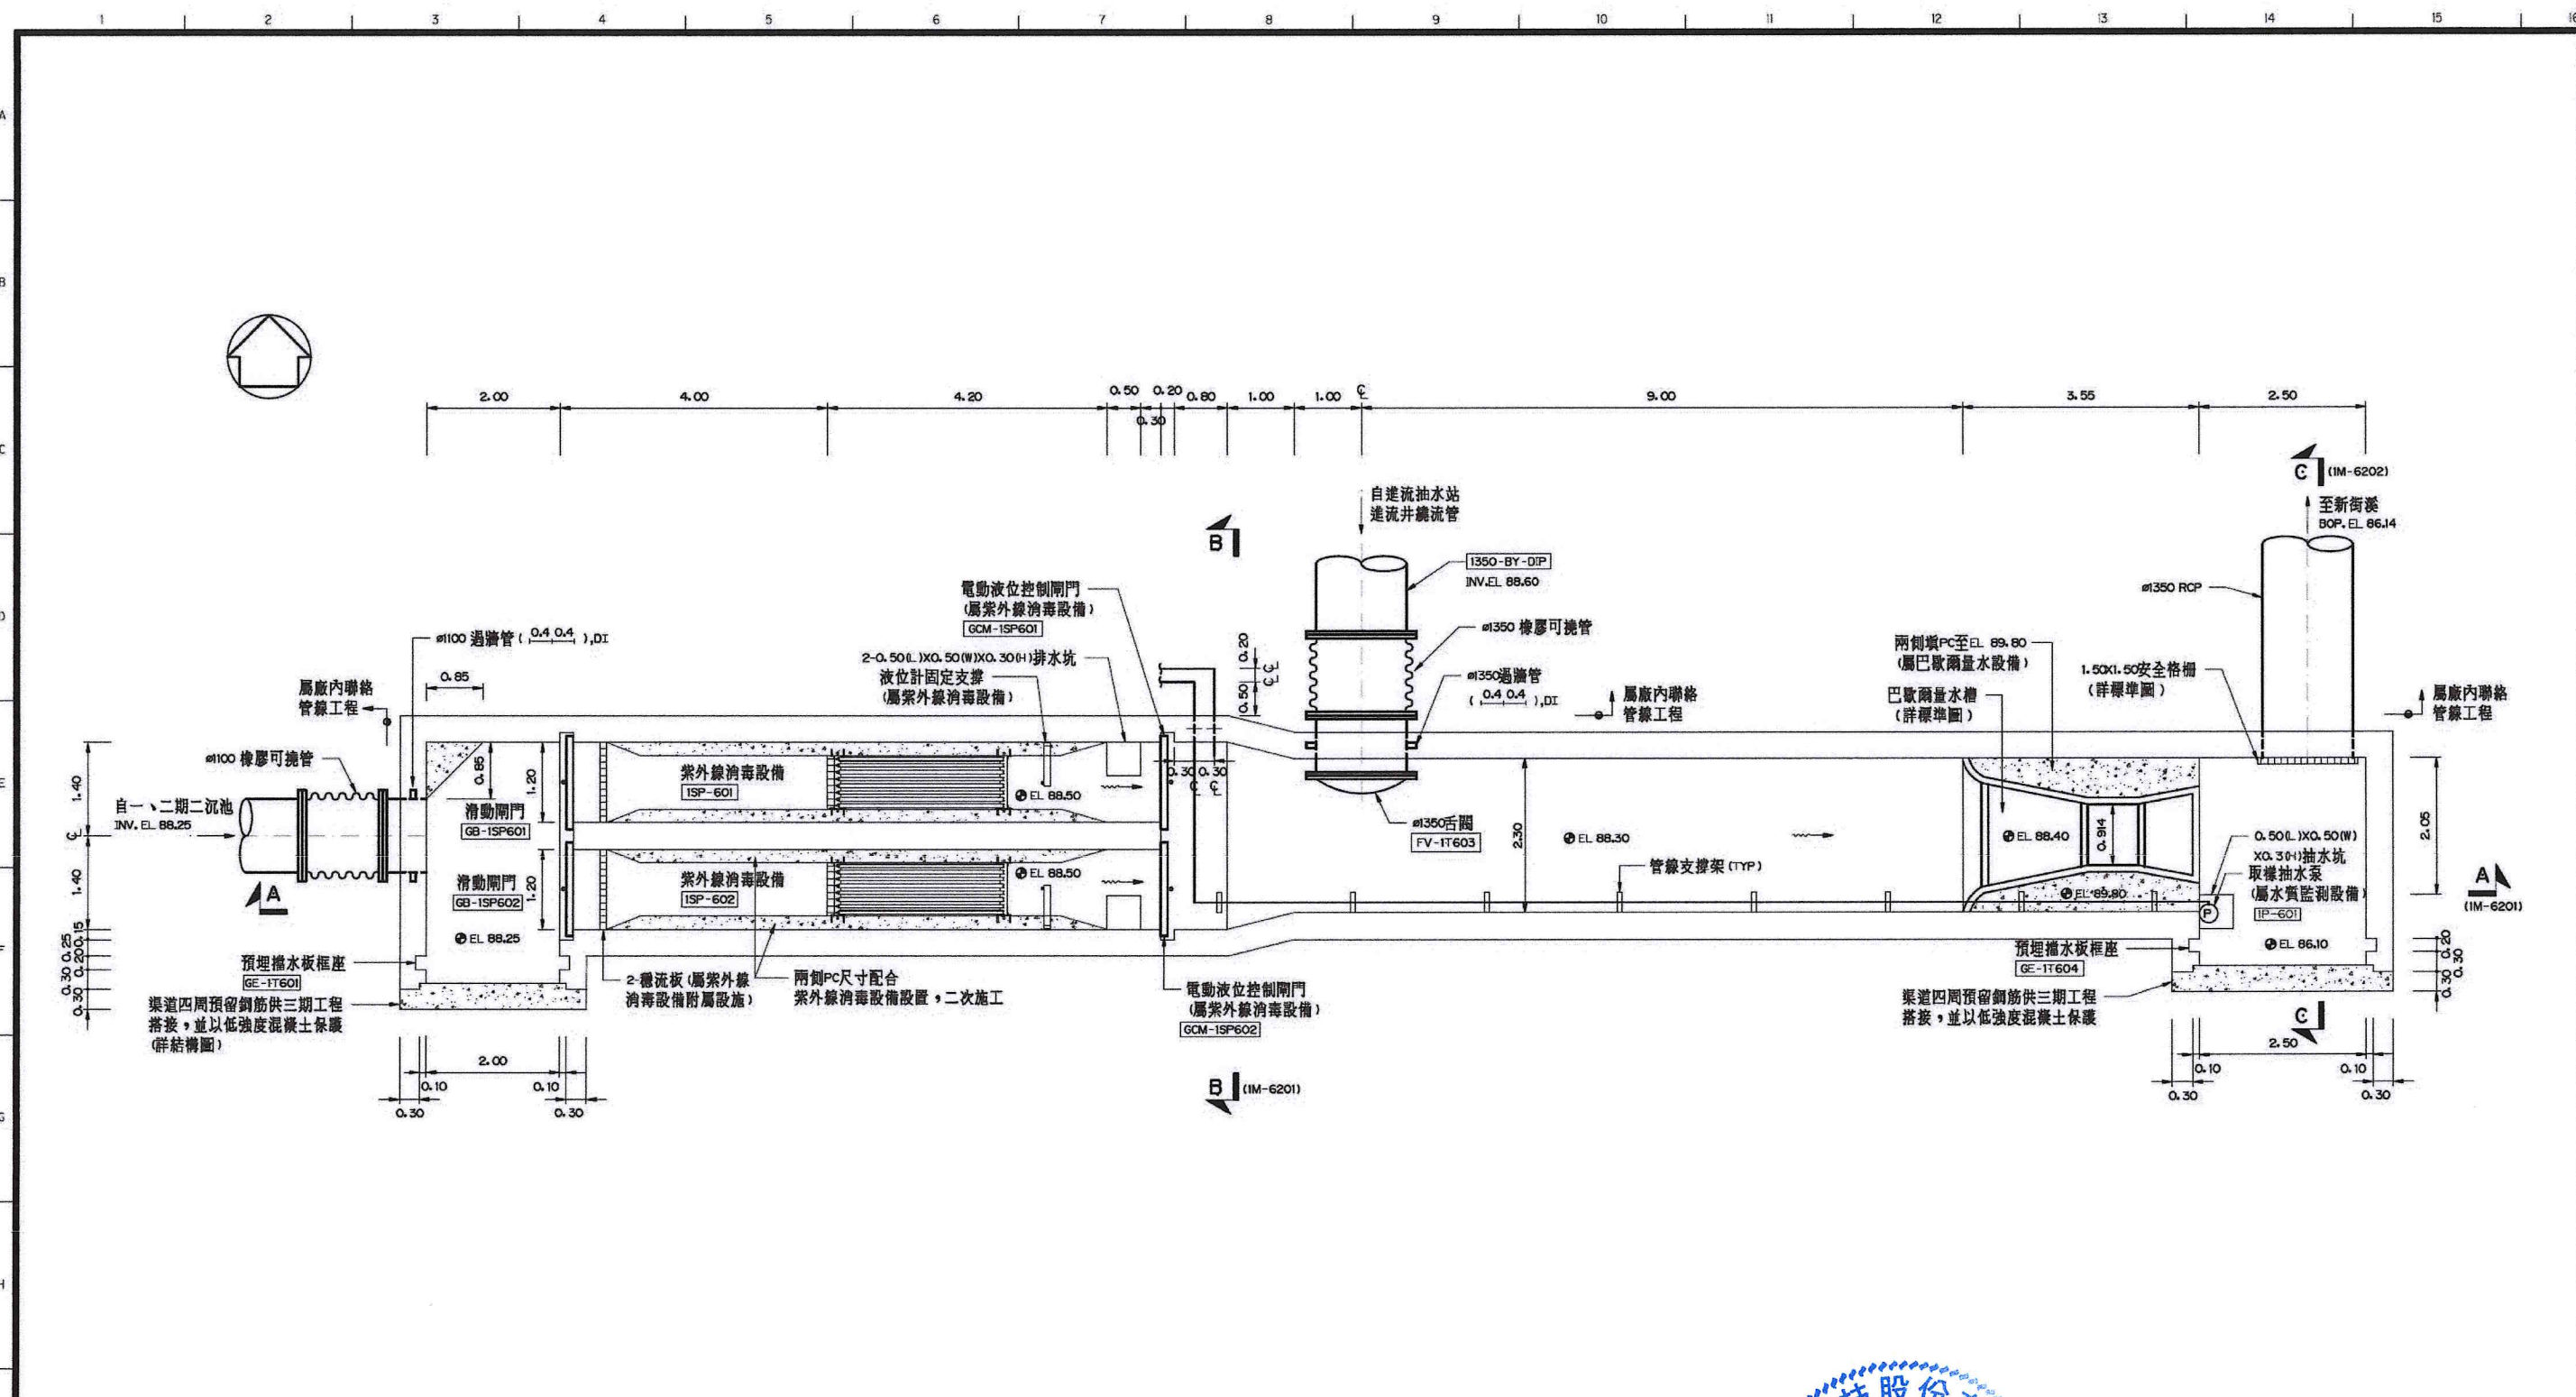


消毒及放流池底層平面圖 (EL 90.00)
1:50



附註：
1. 同圖 IM-610 之附註。

比例說明：
顯示比例以A圖紙為基準，
A3圖紙之比例須縮小1/2



桃園市政府		興建執行計畫書圖集		CTCI I-DEC 中鼎一欣達聯合承攬體 泉鼎水務公司				技師簽認 CERTIFIED BY PROFESSIONAL ENGINEER 王朝民		圖名 TITLE 水資源回收中心工程 消毒及放流池工程 平面圖(二)	
促進民間參與桃園市中壢地區污水下水道系統建設之興建、營運、移轉(BOT)計畫		中壢水資源回收中心圖集		環興科技股份有限公司	繪圖 DRAWN 謝亦華	複核 RECHECKED 謝長原	核准 APPROVED 王朝民				
		比例尺 SCALES 1:50	設計 DESIGNED 吳忠憲	初核 CHECKED 侯清文	日期 DATE 110.03						
				單位 UNIT m					圖號 DWG NO. 1M-6102	版次 REV NO. 0	
										圖庫名稱 1279C1M61020.DWG	

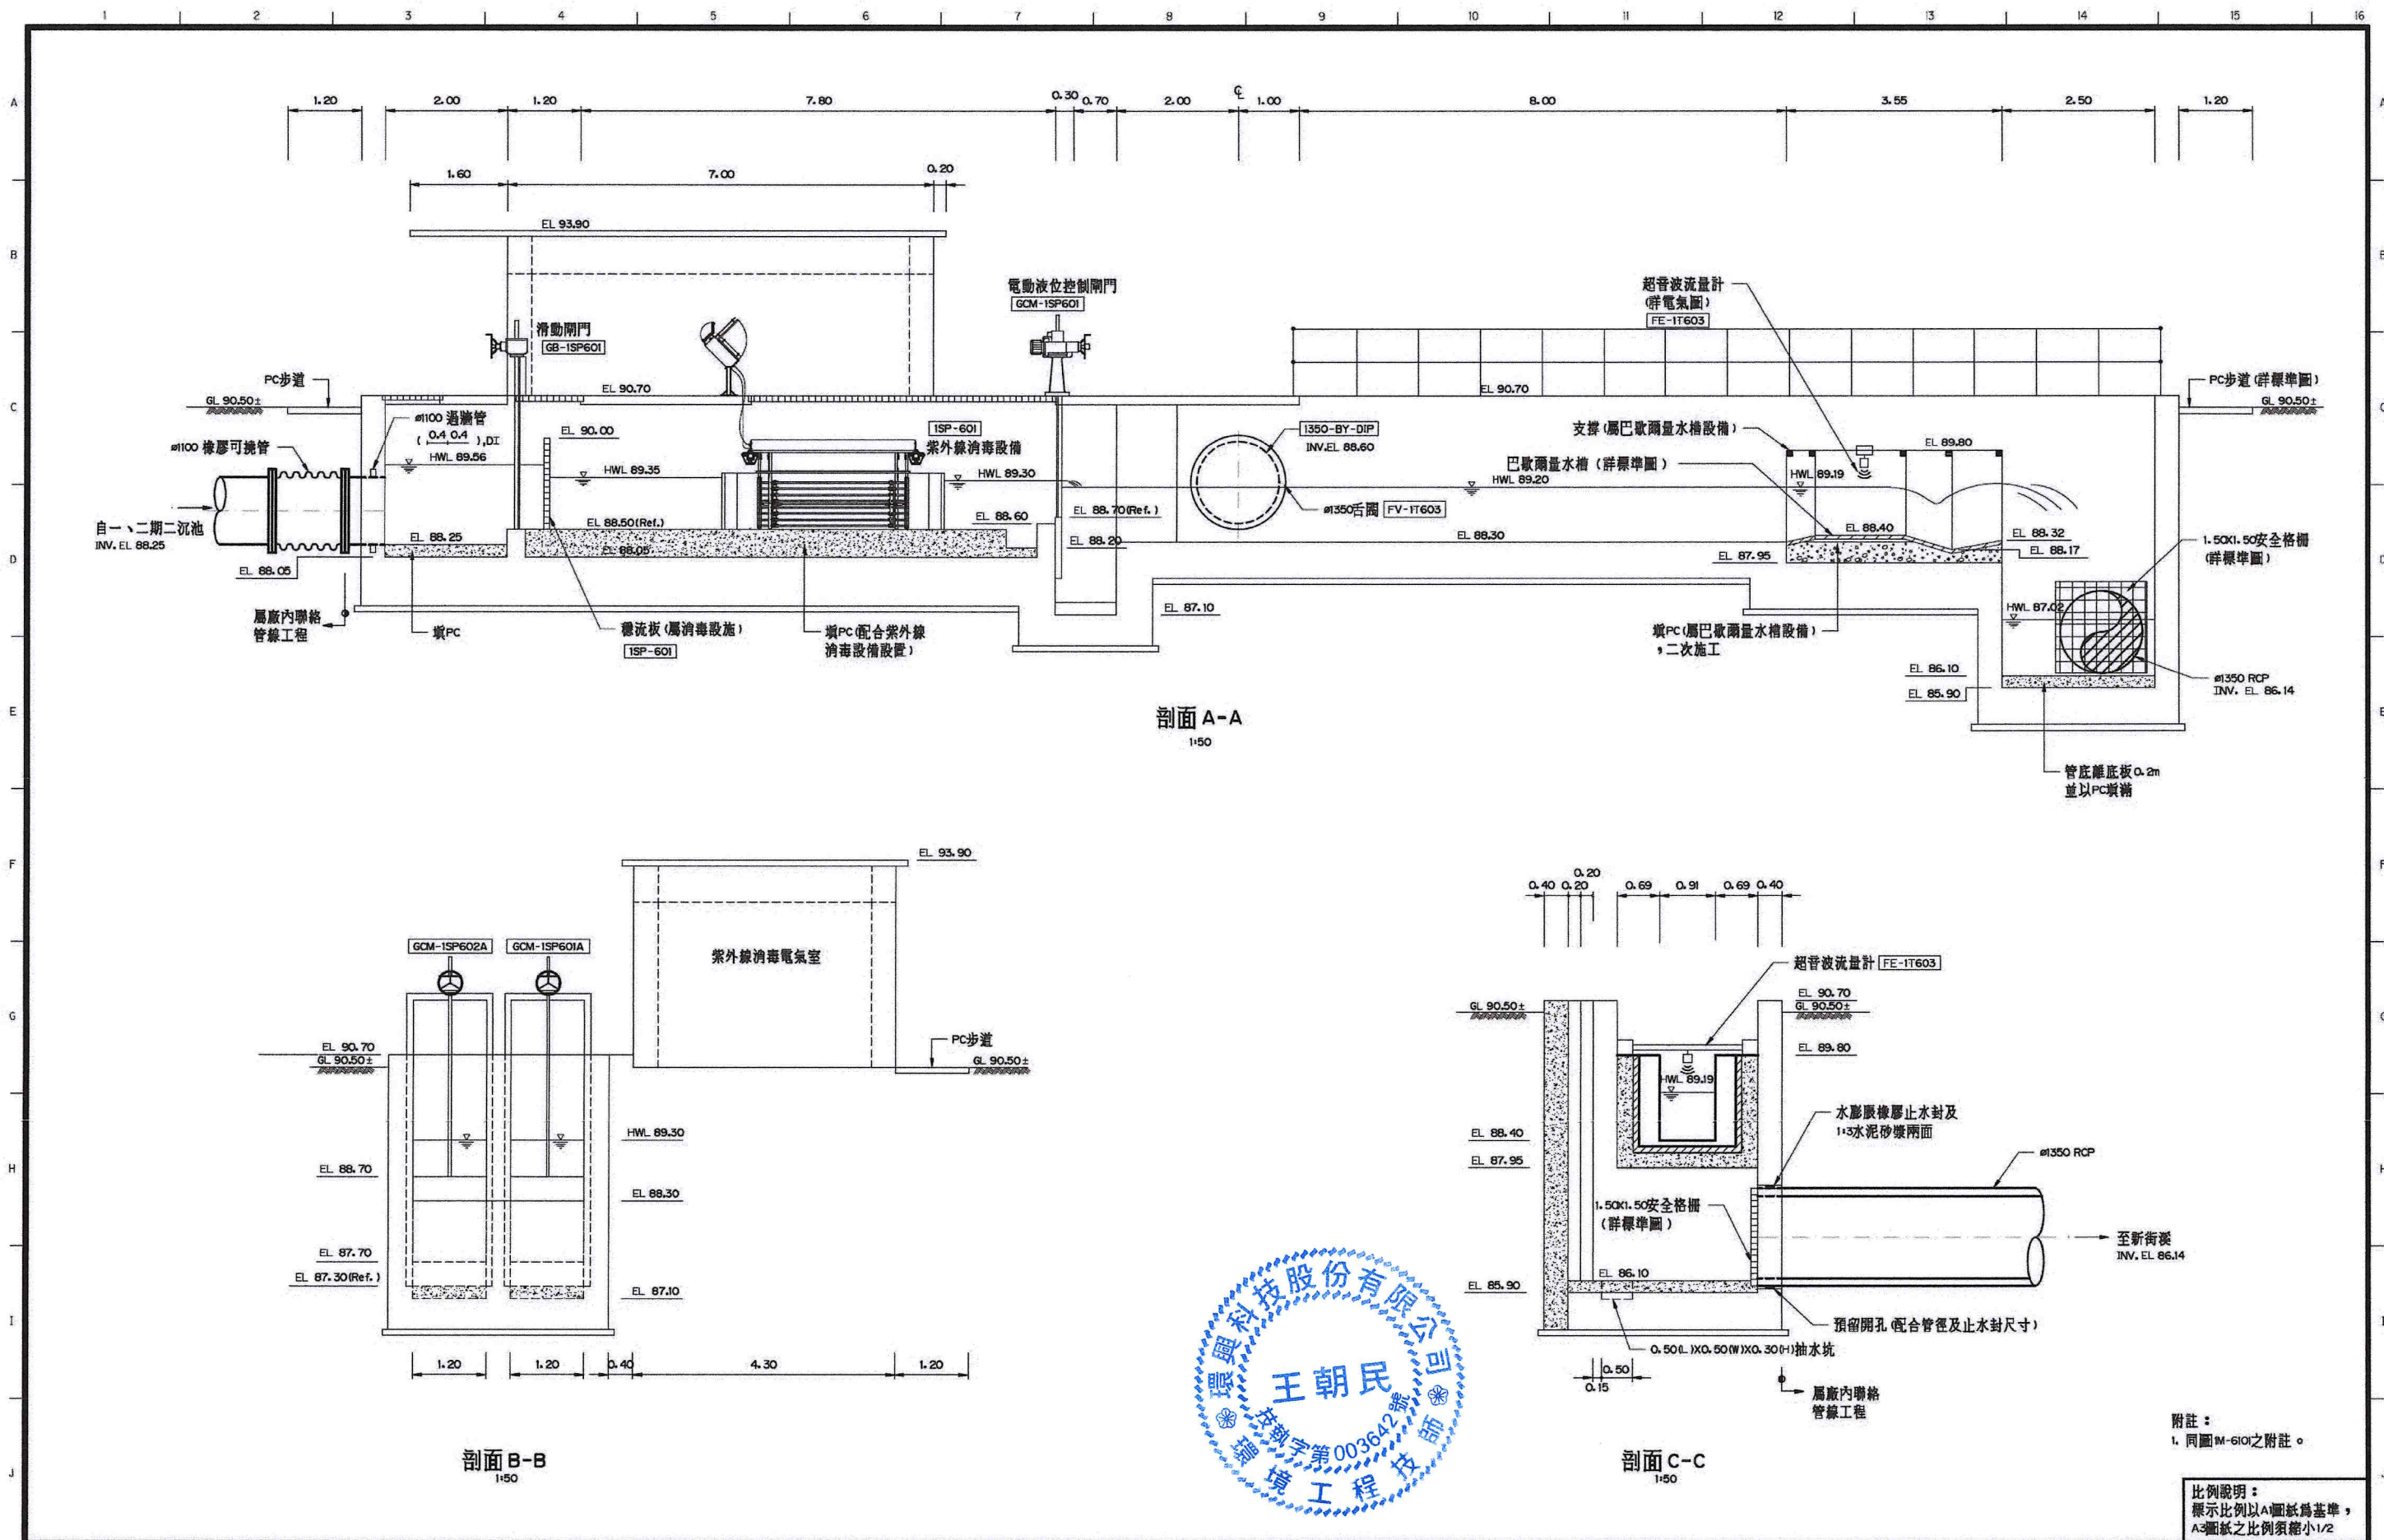

附註：
1. 同圖M-6101之附註。

比例說明：
表示比例以A圖紙為基準，
A3圖紙之比例須縮小1/2

 桃園市政府	興建執行計畫書圖集	CTCI I-DEC 泉鼎水務公司						中鼎一欣達聯合承攬體		技師簽證 CERTIFIED BY PROFESSIONAL ENGINEER 王朝民	圖名 TITLE 水資源回收中心工程 消毒及放流池工程 剖面圖		
		S 環興科技股份有限公司		繪圖 DRAWN	謝亦華	覆核 RECHECKED	謝長原	圖號 DWG NO. 1M-6201	版次 REV NO. 0				
		比例尺 SCALES 1:50	設計 DESIGNED 吳忠憲	核准 APPROVED 王朝民	初核 CHECKED 侯清文	日期 DATE 110.03							
促進民間參與桃園市中壢地區污水下水道系統建設之興建、營運、移轉(BOT)計畫	中壢水資源回收中心圖集	單位 UNIT m											

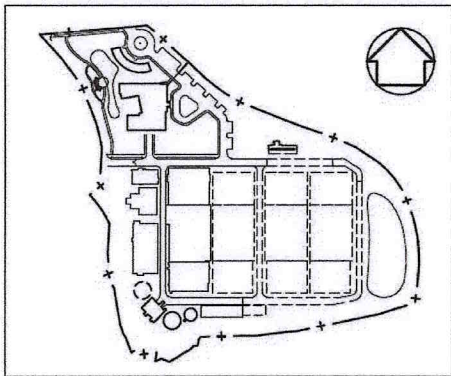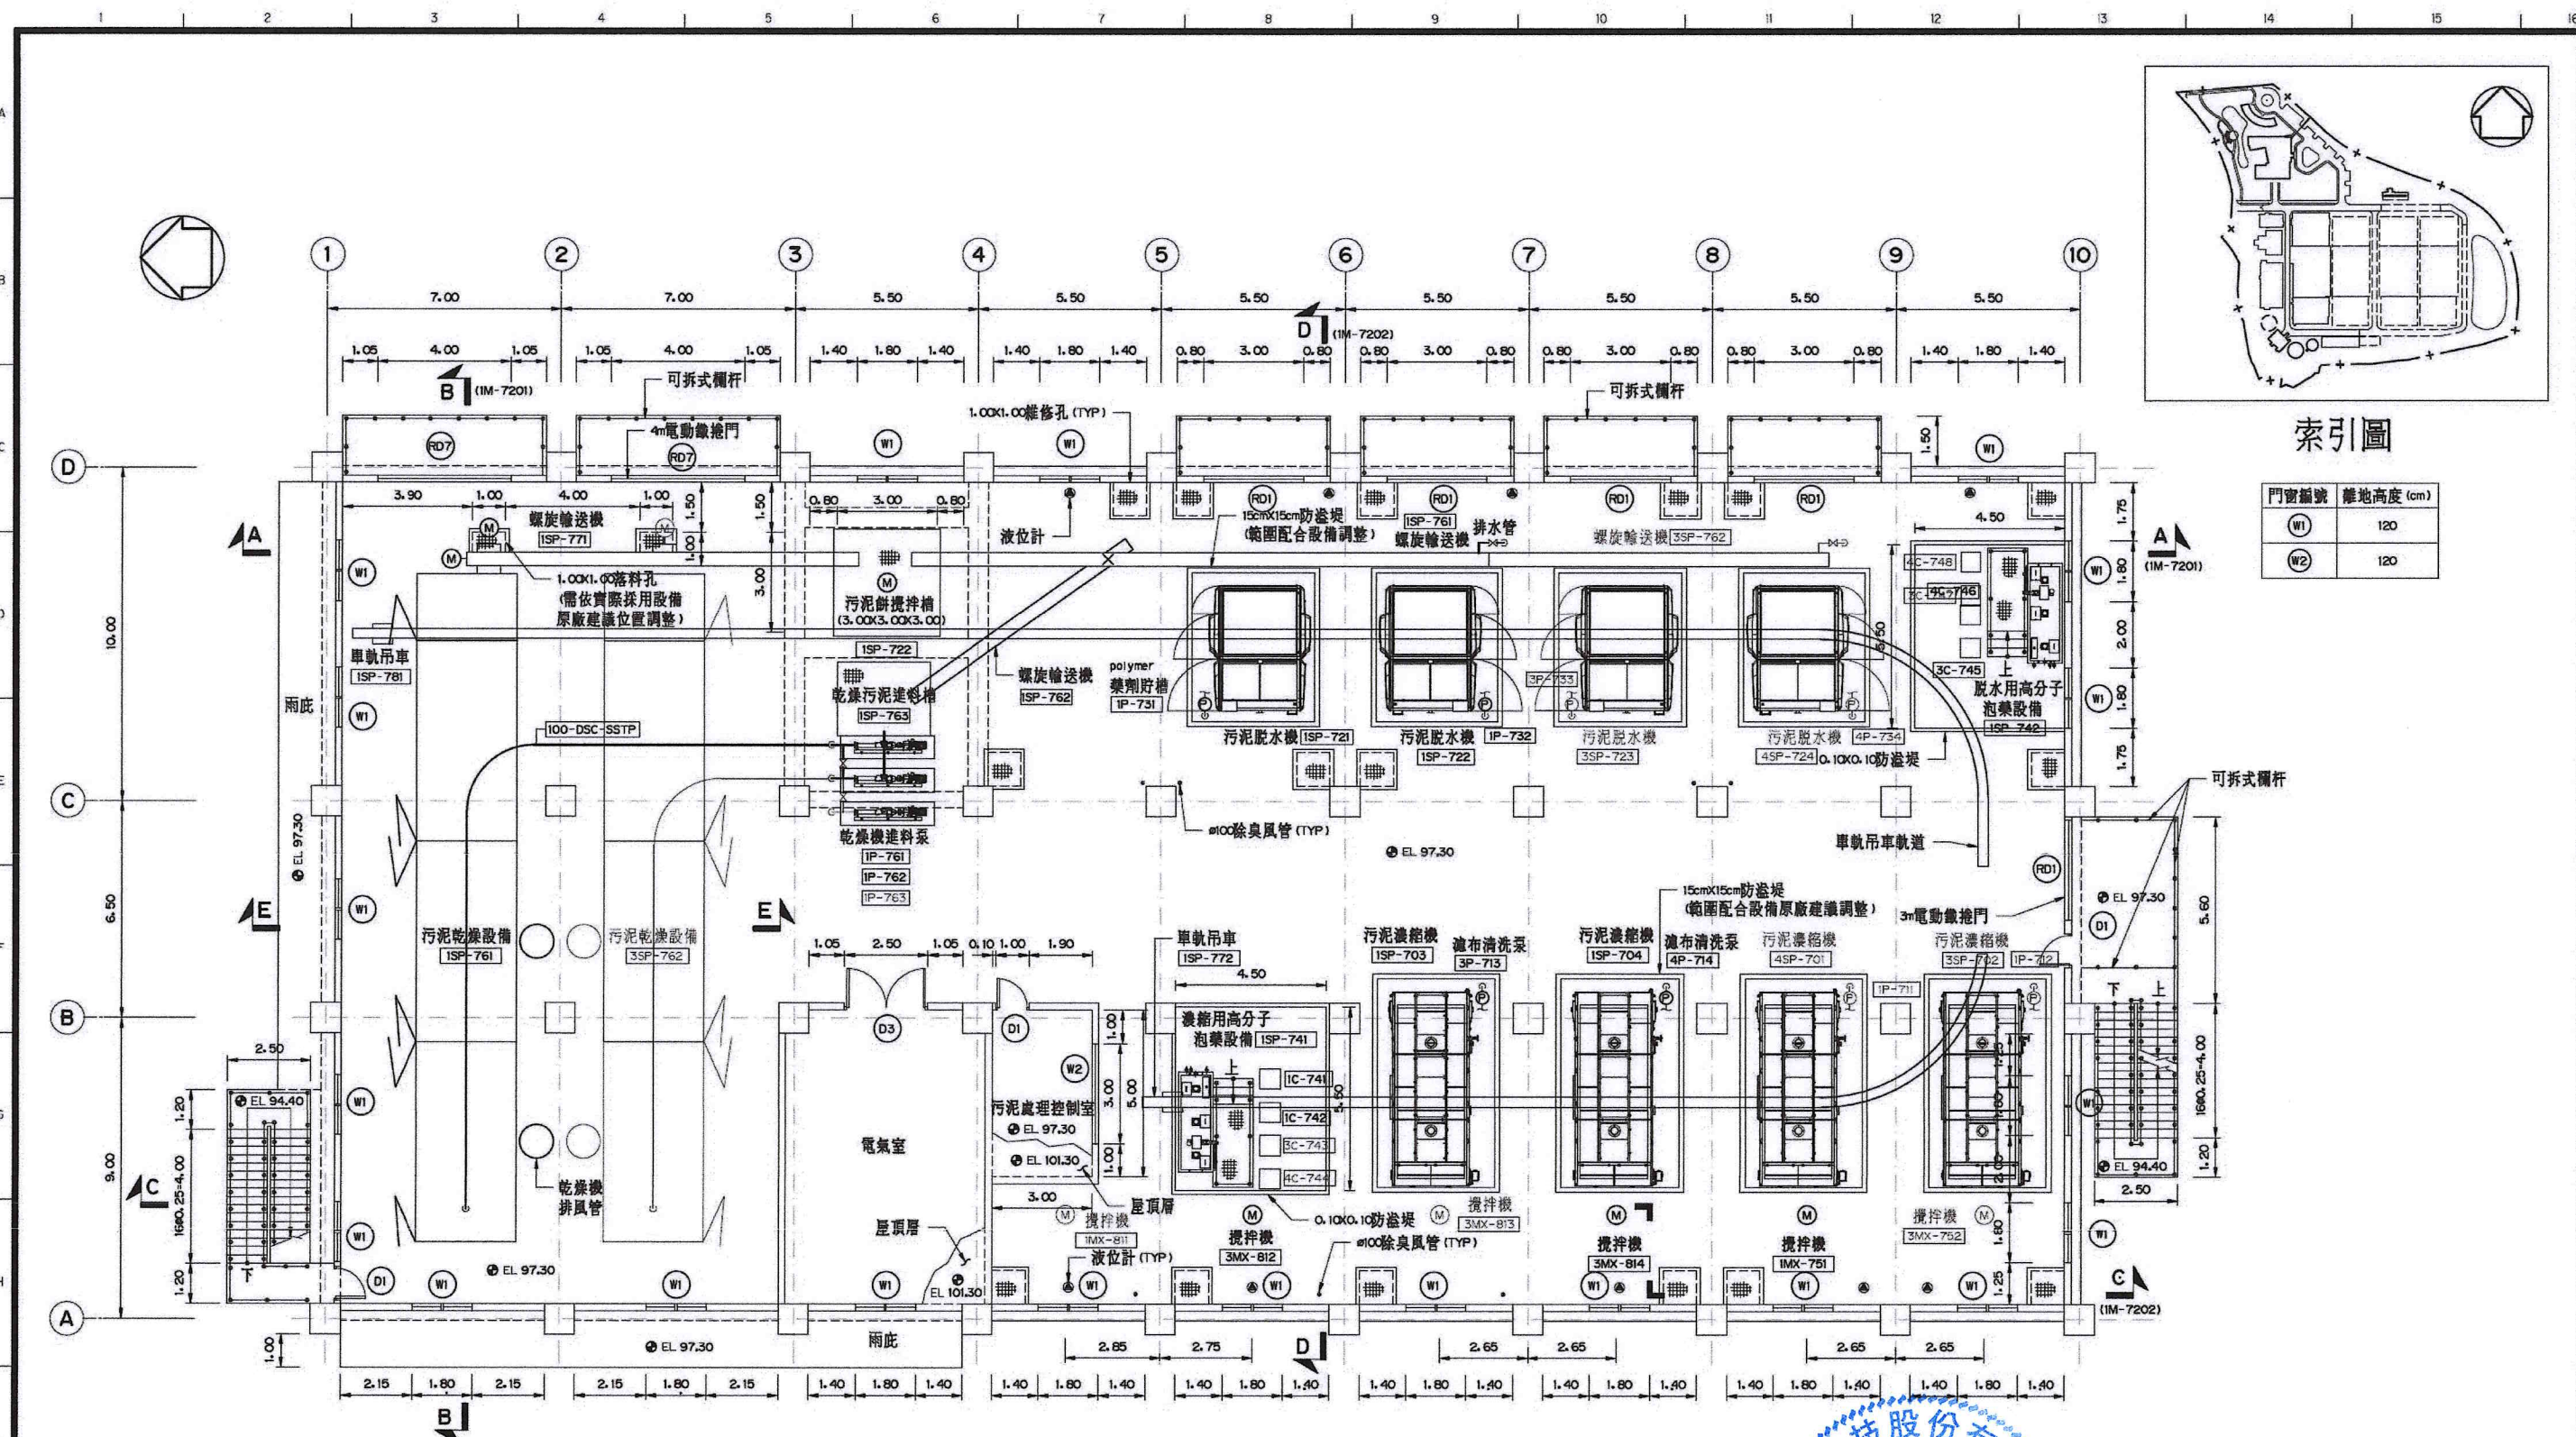

索引圖


門窗編號	離地高度 (cm)
W1	120
W2	120

污泥處理機房二樓平面圖 (EL 102.00m)
1:100

附註：
1. 附註同圖 1M-7101 之附註。
2. 污泥濃縮機應設置 1m 高之基礎。

比例說明：
顯示比例以 A 圖紙為基準，
A3 圖紙之比例須縮小 1/2

 桃園市政府	興建執行計畫書圖集	CTCI I:DEC 泉鼎水務公司					技師簽認 CERTIFIED BY PROFESSIONAL ENGINEER 王朝民	圖名 TITLE 水資源回收中心工程 污泥處理機房工程 平面圖(二)	
		環興科技股份有限公司	繪圖 DRAWN 陳鈔芬	複核 RECHECKED 謝長原					
		比例尺 SCALES 1:100	設計 DESIGNED 王靜遠	核准 APPROVED 王朝民					
促進民間參與桃園市中壢地區污水下水道系統建設之興建、營運、移轉(BOT)計畫	中壢水資源回收中心圖集	單位 UNIT m	初核 CHECKED 侯清文	日期 DATE 110.03				圖號 DWG NO. 1M-7102	版次 REV NO. 0

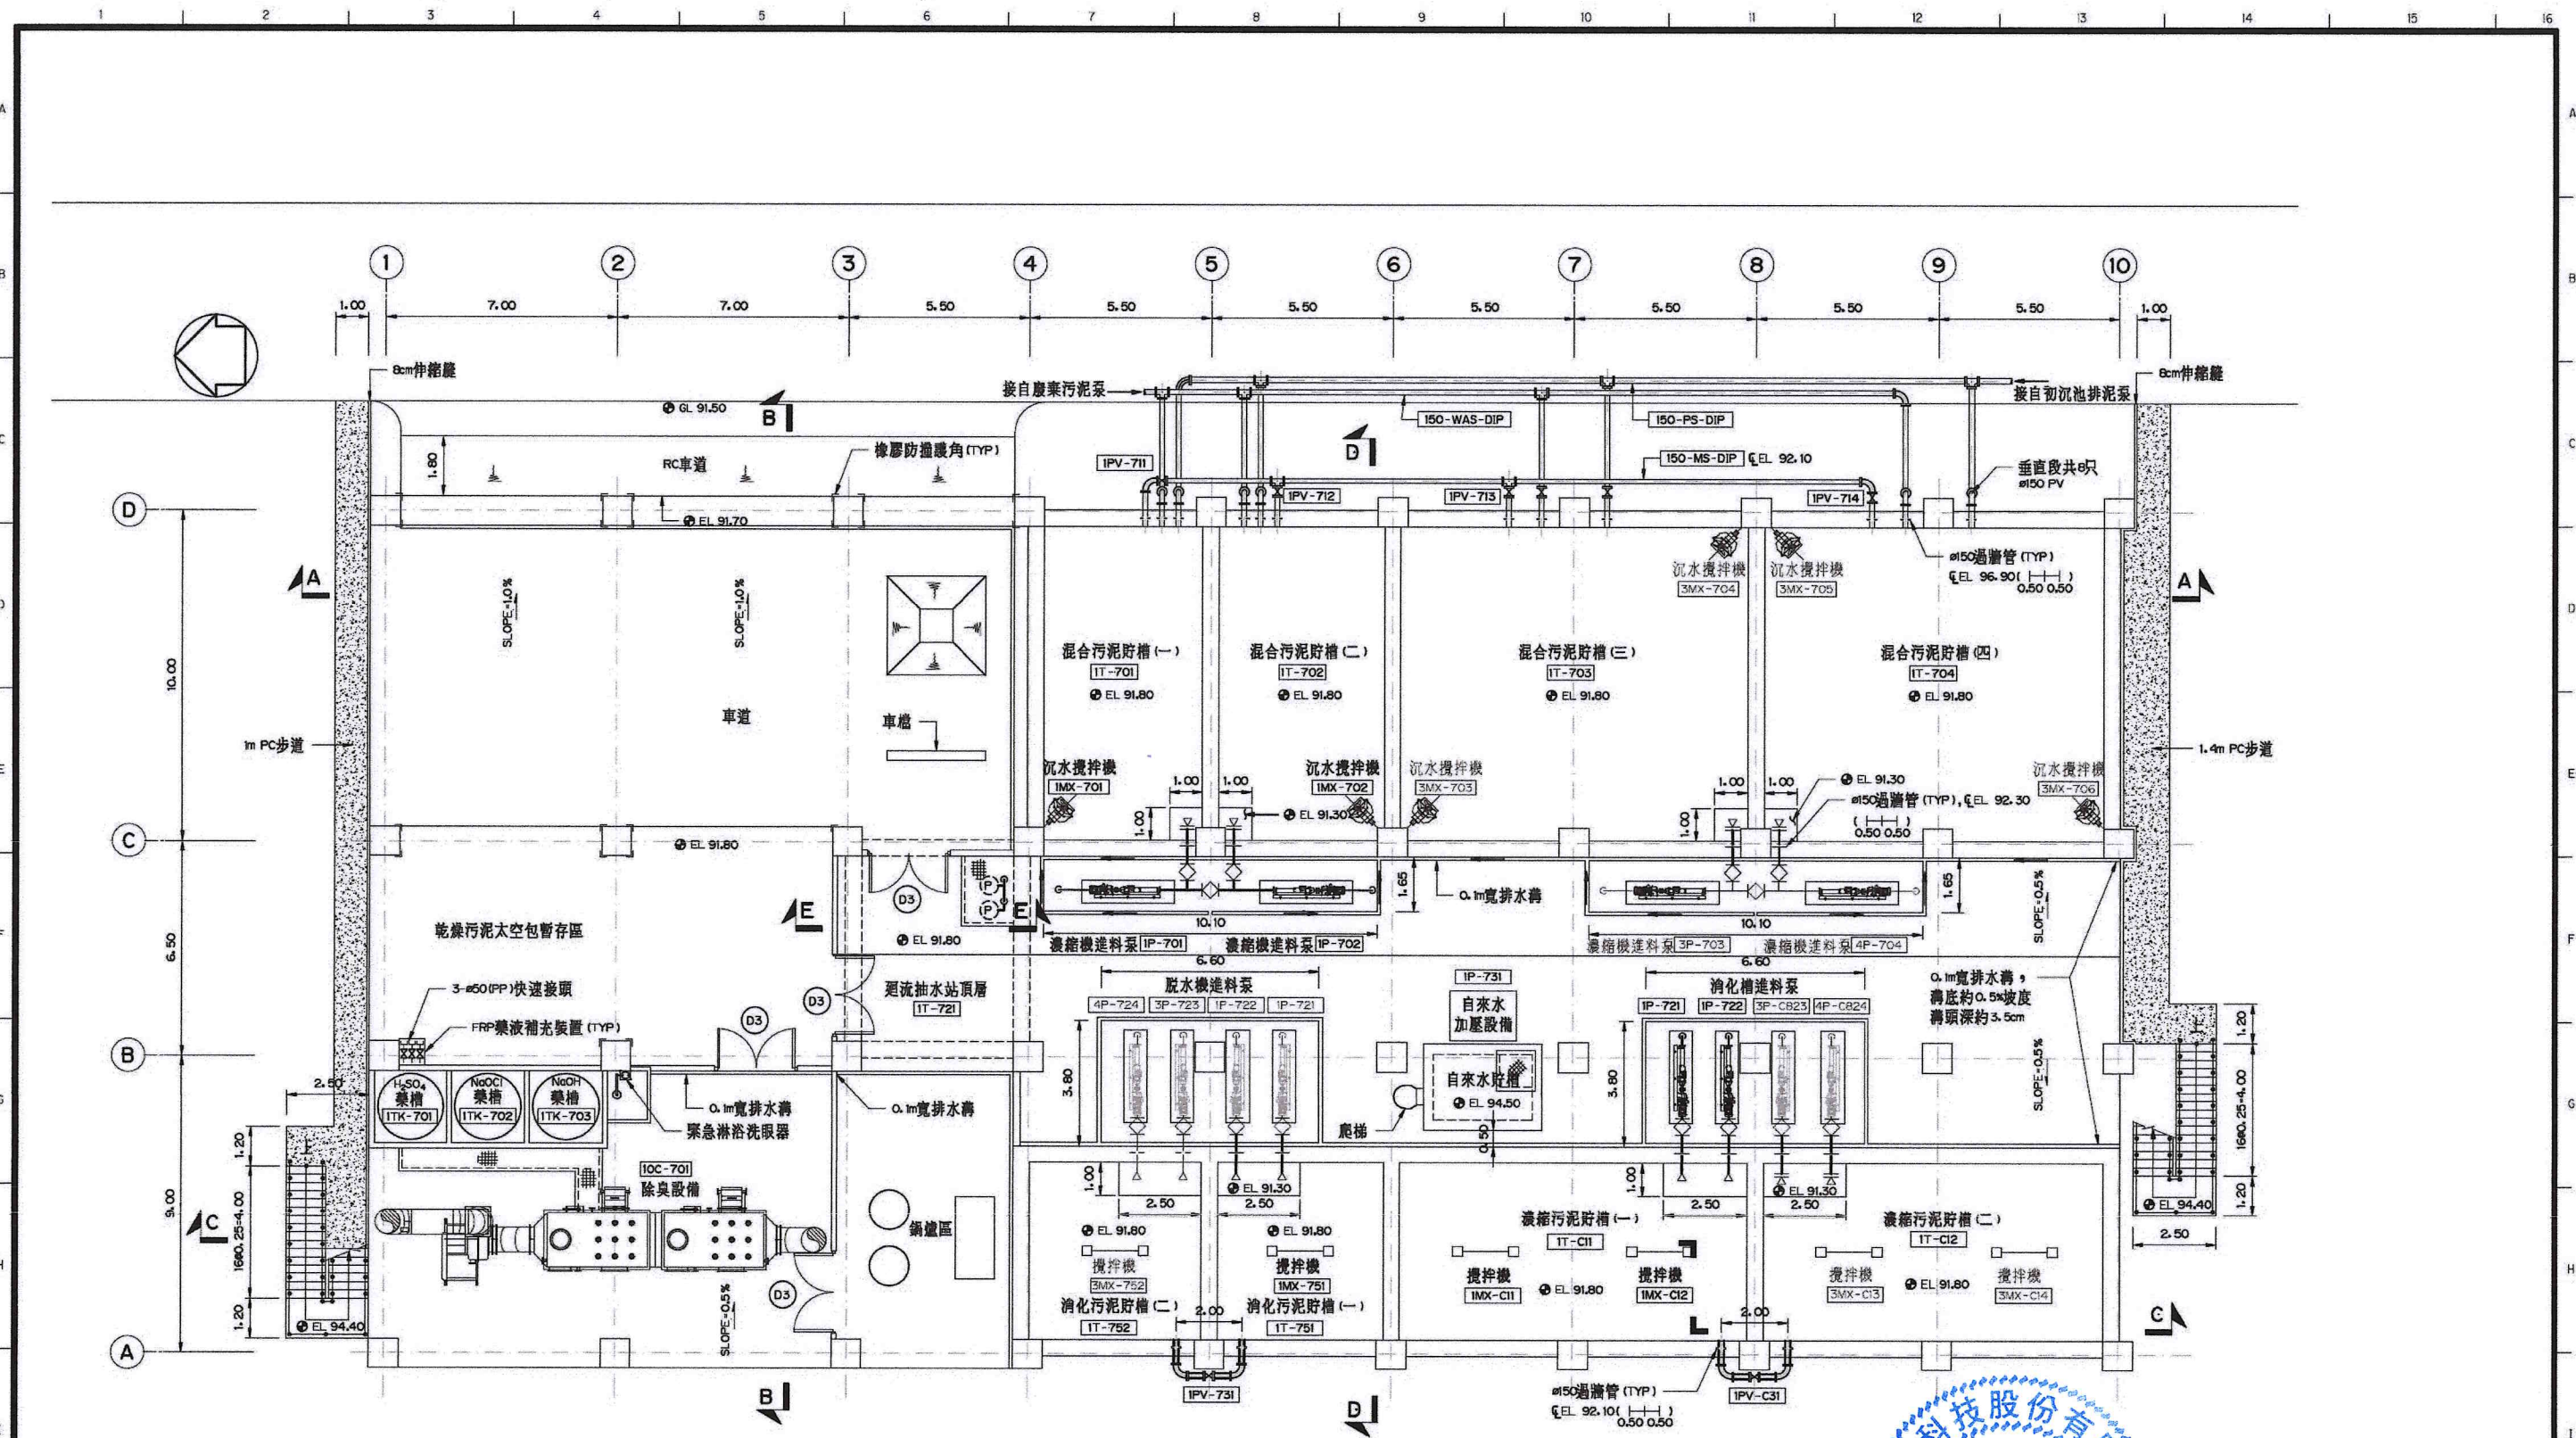


污泥處理機房一樓平面圖 (EL 93.50m)
1:100



附註：
1. 附註同圖 1M-7101 之附註。
2. 脫水機進料泵 P-721、P-722 初期安裝於濃縮污泥貯槽 (一)，待厭氧消化池完成啟用後再移至消化污泥貯槽安裝。

比例說明：
顯示比例以 A 圖紙為基準，
A3 圖紙之比例須縮小 1/2

 桃園市政府	興建執行計畫書圖集	CTCI I-DEC 泉鼎水務公司				中鼎一欣達聯合承攬體		技師簽認 CERTIFIED BY PROFESSIONAL ENGINEER 王朝民	圖名 TITLE 水資源回收中心工程 污泥處理機房工程 平面圖(三)	
		S 環興科技股份有限公司		繪圖 DRAWN	陳鈔芬	複核 RECHECKED	謝長原		圖號 DWG NO. 1M-7103	版次 REV NO. 0
		比例尺 SCALES	1:100	設計 DESIGNED	王靜遠	核准 APPROVED	王朝民			
		單位 UNIT	m	初核 CHECKED	侯清文	日期 DATE	110.03			

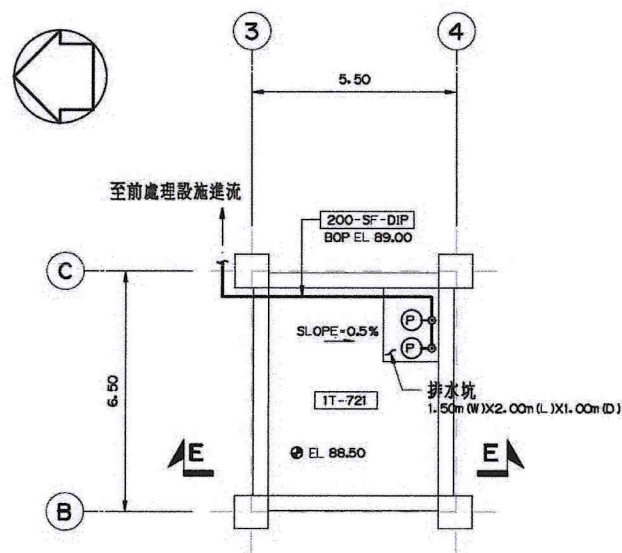


迴流抽水站底層平面圖
1:100




比例說明：
表示比例以A圖紙為基準，
A3圖紙之比例須縮小1/2


 桃園市政府	興建執行計畫書圖集	CTCI I-DEC 泉鼎水務公司						技師簽認 CERTIFIED BY PROFESSIONAL ENGINEER 王朝民	圖名 TITLE 水資源回收中心工程 迴流抽水站工程 平面圖(一)			
		中鼎一欣達聯合承攬體										
		 環興科技股份有限公司		繪圖 DRAWN	廖鈔芬	複核 RECHECKED	謝長原		圖號 DWG NO.	1M-7104	版次 REV NO.	0
		比例尺 SCALES	1:100	設計 DESIGNED	王靜逸	核准 APPROVED	王朝民					
		單位 UNIT	m	初核 CHECKED	侯清文	日期 DATE	110.03					

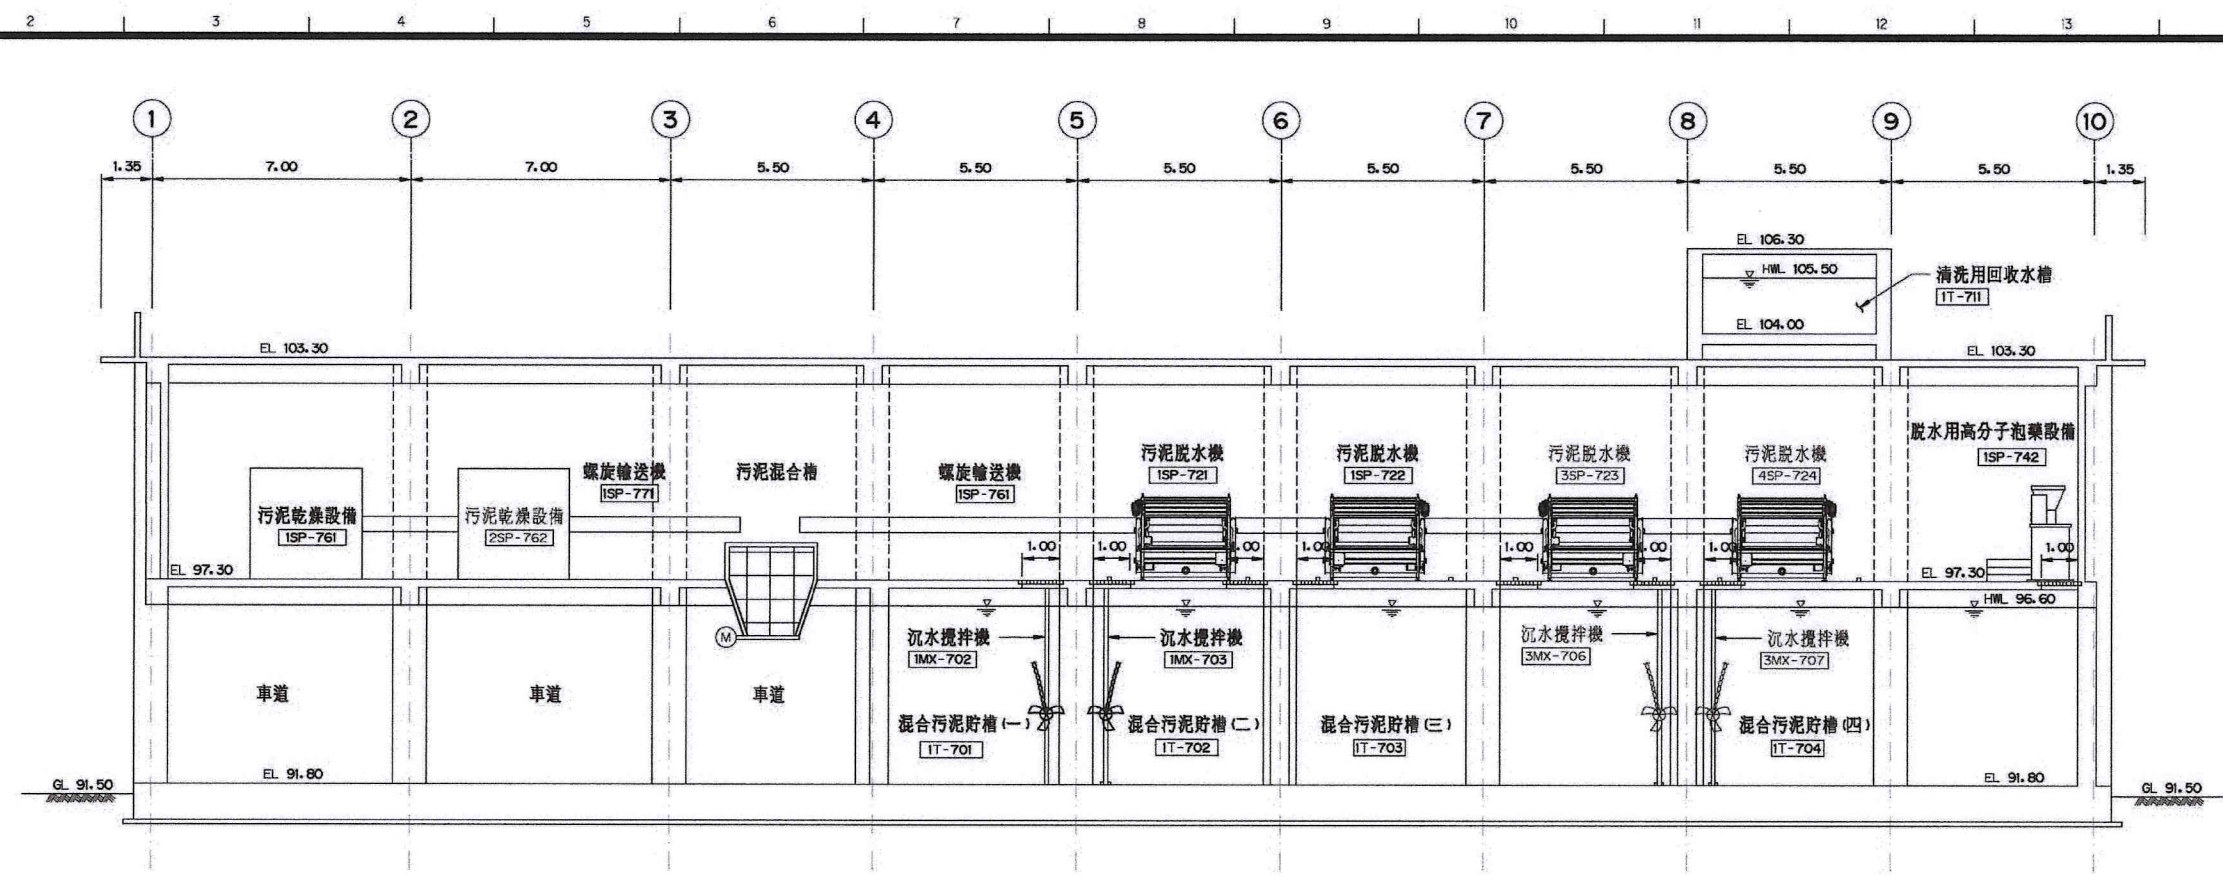

剖面 A-A
1:100

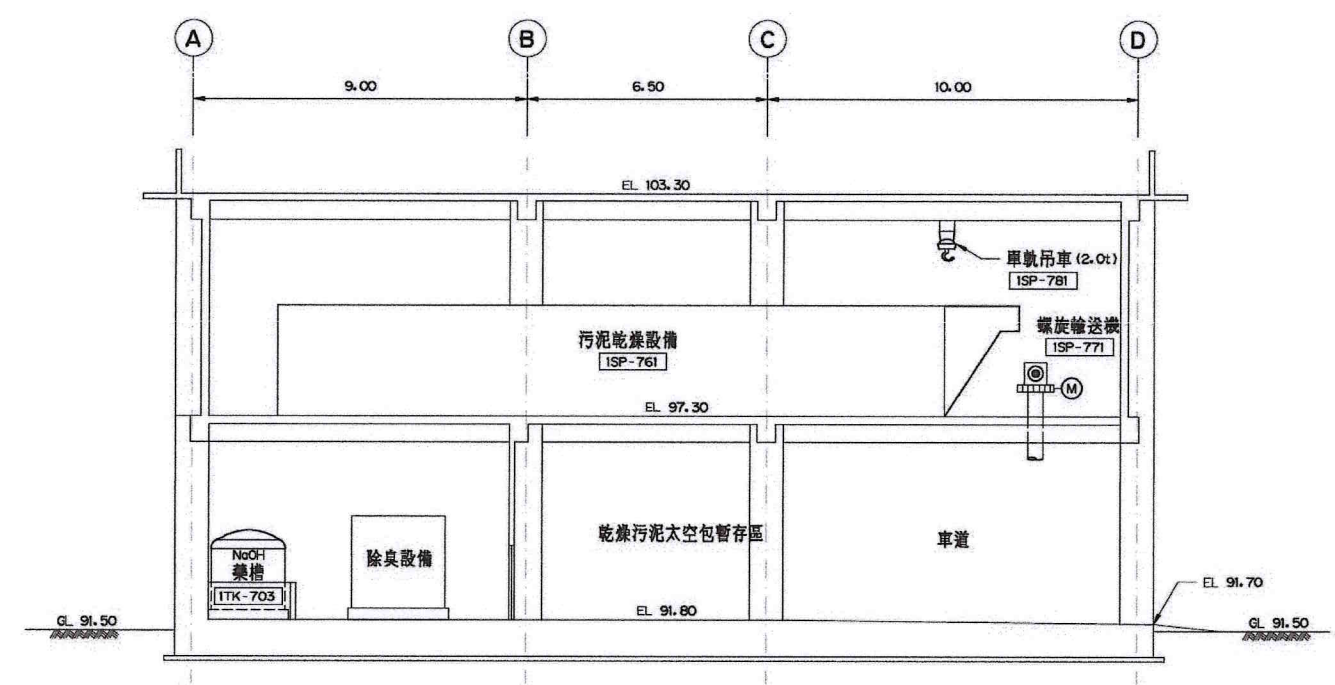

剖面 B-B
1:100

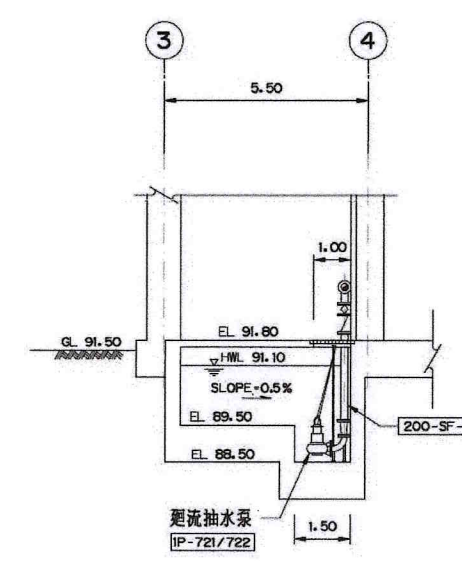


剖面 E-E
1:100




比例說明：
顯示比例以A圖紙為基準，
A3圖紙之比例須縮小1/2


 桃園市政府		興建執行計畫書圖集		CTCI I-DEC 泉鼎水務公司 中鼎一欣達聯合承攬體				技師簽認 CERTIFIED BY PROFESSIONAL ENGINEER 王朝民		圖名 TITLE 水資源回收中心工程 污泥處理機房工程 剖面圖(一)				
促進民間參與桃園市中壢地區污水下水道系統建設之興建、營運、移轉(BOT)計畫		中壢水資源回收中心圖集		 環興科技股份有限公司	繪圖 DRAWN 廖鈔芬	複核 RECHECKED 謝長原	比例尺 SCALES 1:100	設計 DESIGNED 王靜遠	核准 APPROVED 王朝民	單位 UNIT m	初核 CHECKED 侯清文	日期 DATE 110.03	圖號 DWG NO. 1M-7201	版次 REV NO. 0
1 2 3 4		5 6		7 8		9 10		11 12		13 14		圖集名稱 1279C1M72010.DWG		

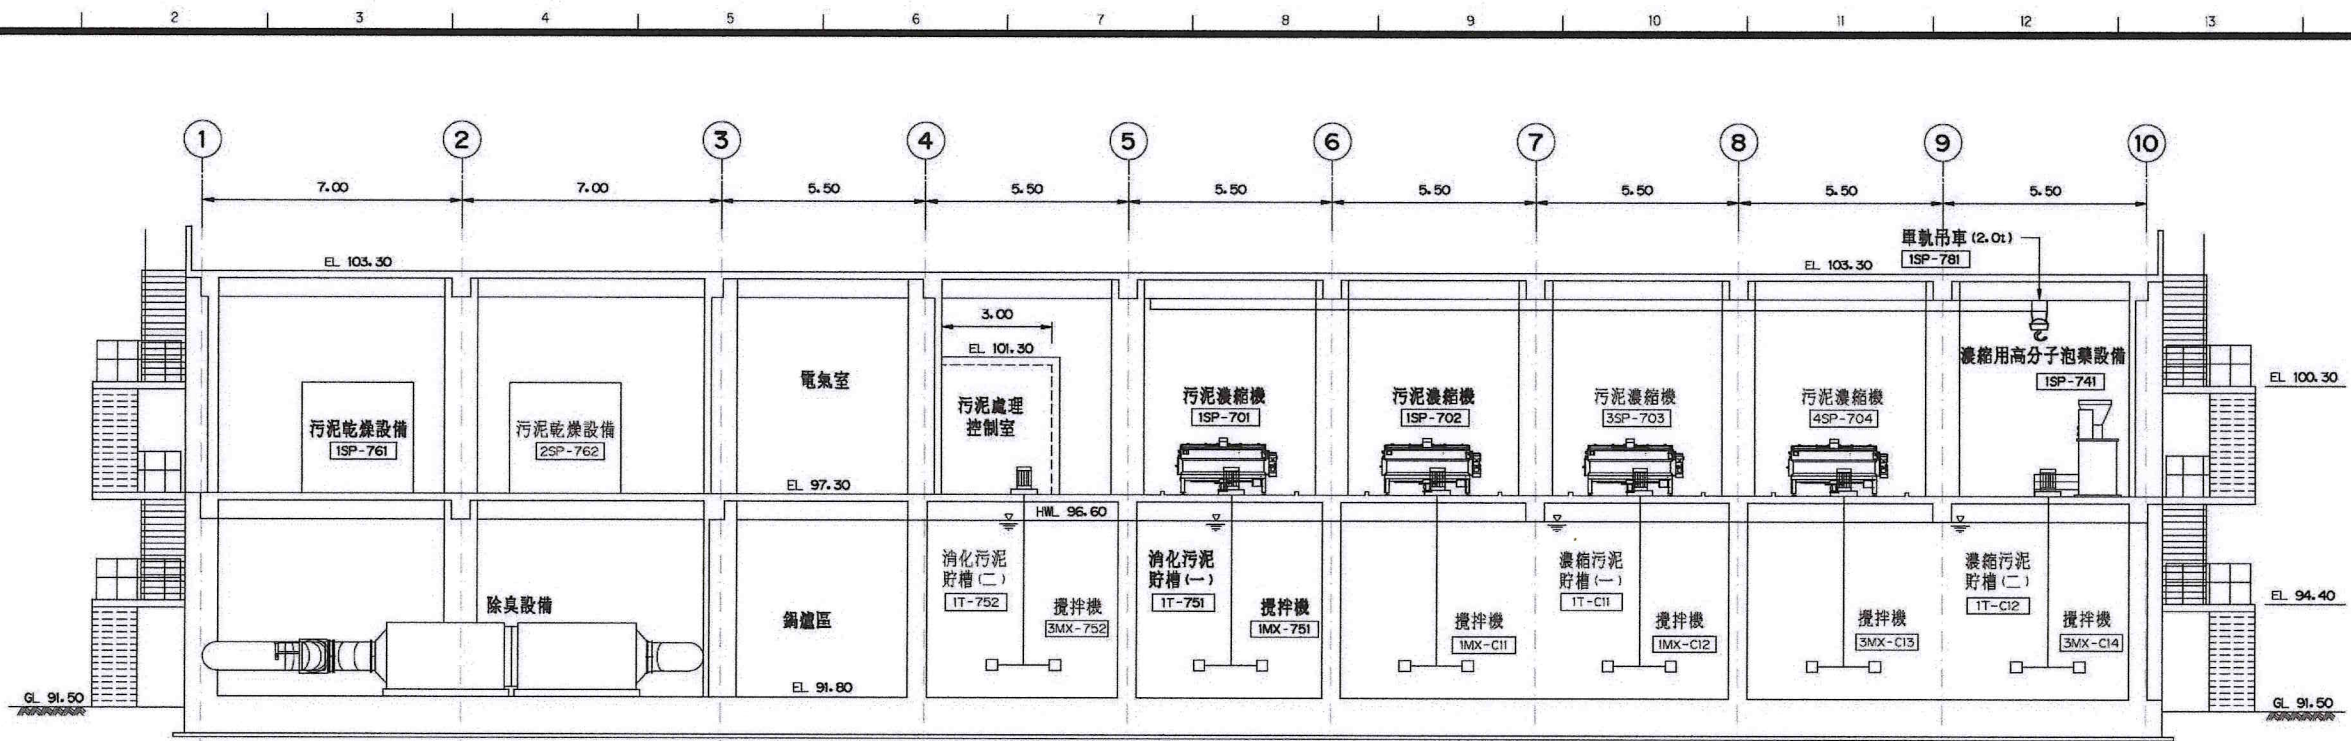

剖面 C-C
1:100

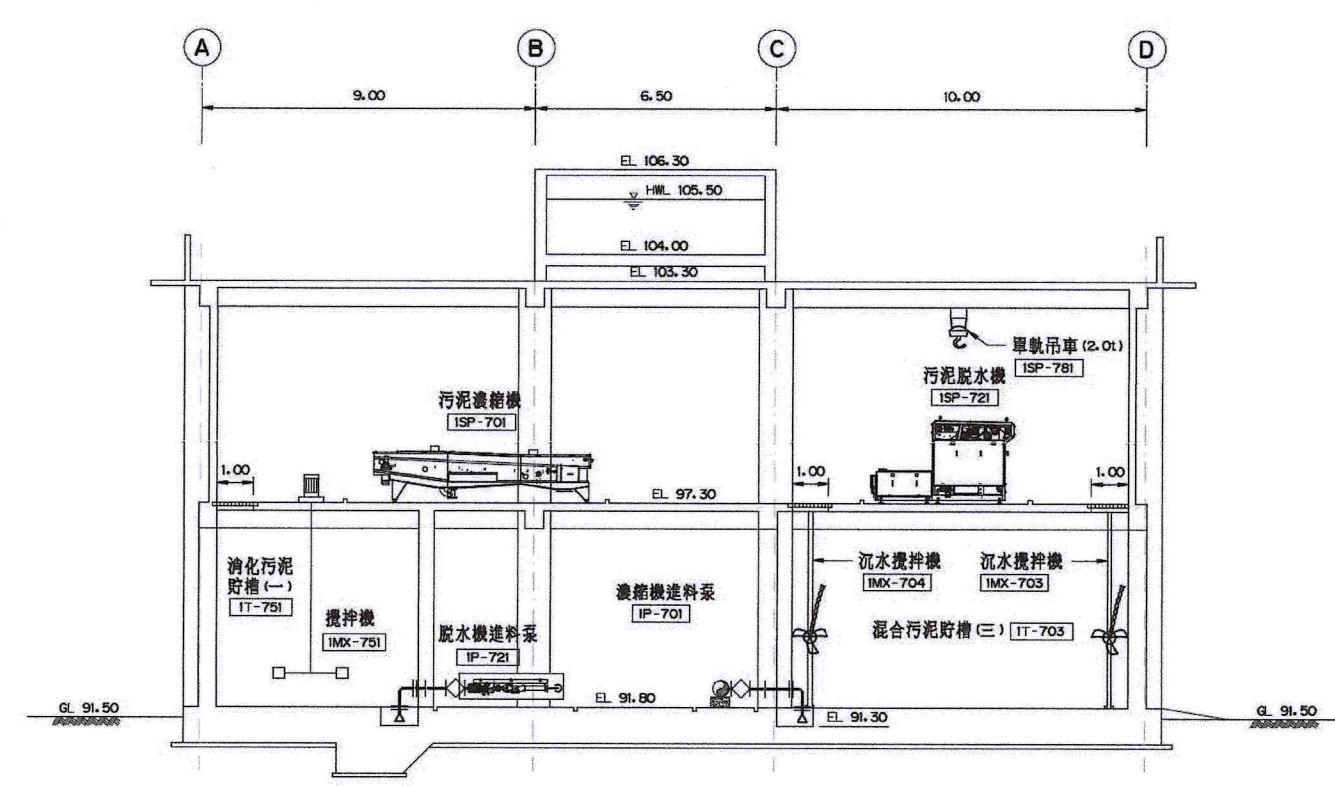

剖面 D-D
1:100

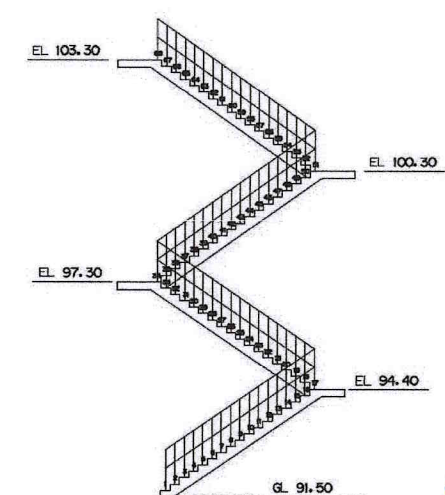


樓梯剖面圖
1:100



比例說明：
顯示比例以A圖紙為基準，
A3圖紙之比例須縮小1/2

 桃園市政府	興建執行計畫書圖集	CTCI I-DEC 中鼎-欣達聯合承攬體						技師簽認 CERTIFIED BY PROFESSIONAL ENGINEER 王朝民	圖名 TITLE 水資源回收中心工程 污泥處理機房工程 剖面圖(二)		
		S 環興科技股份有限公司		繪圖 DRAWN 廖鈞芬	複核 RECHECKED 謝長原				圖號 DWG NO. 1M-7202	版次 REV NO. 0	
		比例尺 SCALES 單位 UNIT	1:100 m	設計 DESIGNED 王靜遠	核准 APPROVED 王朝民	初核 CHECKED 侯清文	日期 DATE 110.03				
促進民間參與桃園市中壢地區污水下水道系統建設之興建、營運、移轉(BOT)計畫		中壢水資源回收中心圖集									

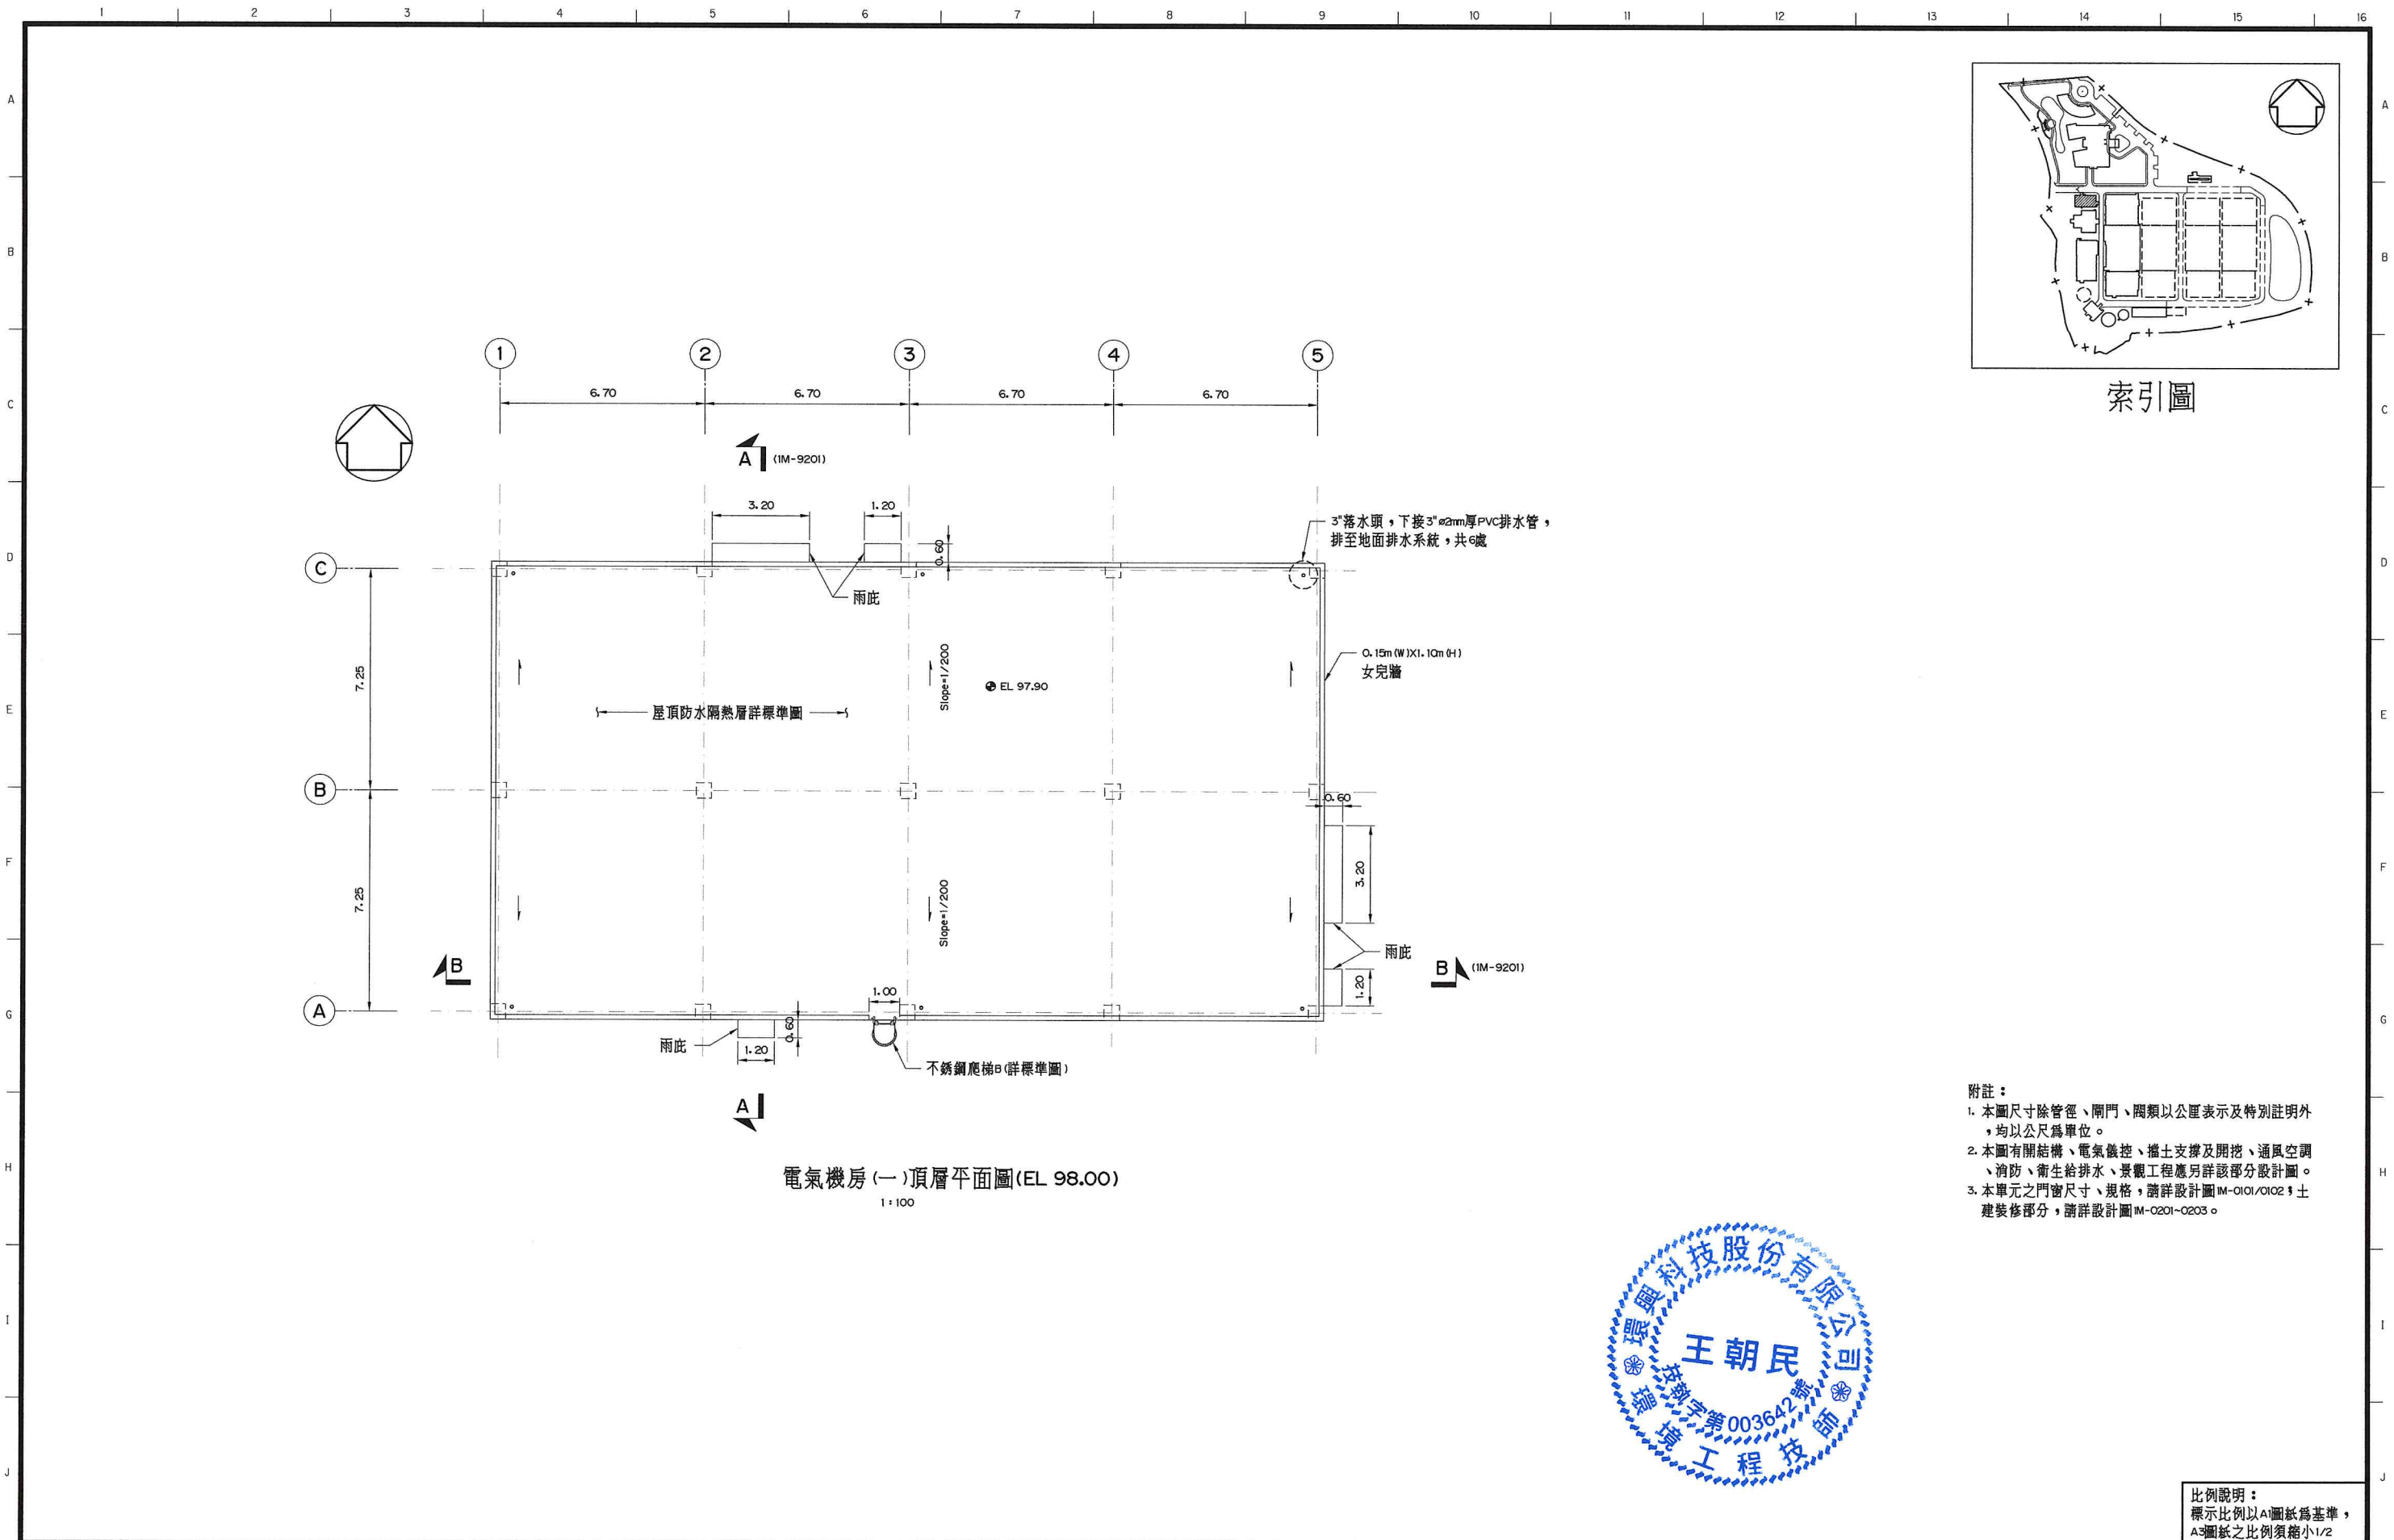


- 附註：
1. 本圖尺寸除管徑、閘門、閘類以公厘表示及特別註明外，均以公尺為單位。
 2. 本圖有關結構、電氣儀控、擋土支撐及開挖、通風空調、消防、衛生給排水、景觀工程應另詳該部分設計圖。
 3. 本單元之門窗尺寸、規格，請詳設計圖IM-0101/0102；土建築修部分，請詳設計圖IM-0201~0203。

比例說明：
標示比例以A1圖紙為基準，
A3圖紙之比例須縮小1/2



 桃園市政府		興建執行計畫書圖集		CTCI I-DEC 泉鼎水務公司 中鼎一欣達聯合承攬體				技師簽認 CERTIFIED BY PROFESSIONAL ENGINEER 王朝民		圖名 TITLE 水資源回收中心工程 電氣機房(一)工程 平面圖(一)	
促進民間參與桃園市中壢地區污水下水道系統建設之興建、營運、移轉(BOT)計畫		中壢水資源回收中心圖集		環興科技股份有限公司 繪圖 DRAWN 陳妙芬 複核 RECHECKED 謝長原		王朝民		圖號 DWG NO. 1M-9101		版次 REV NO. 0	
				比例尺 SCALES 1:100 設計 DESIGNED 賴凡砌 核准 APPROVED 王朝民				圖檔名稱 1279C 1M91010.DWG			
				單位 UNIT m 初核 CHECKED 侯清文 日期 DATE 110.03							

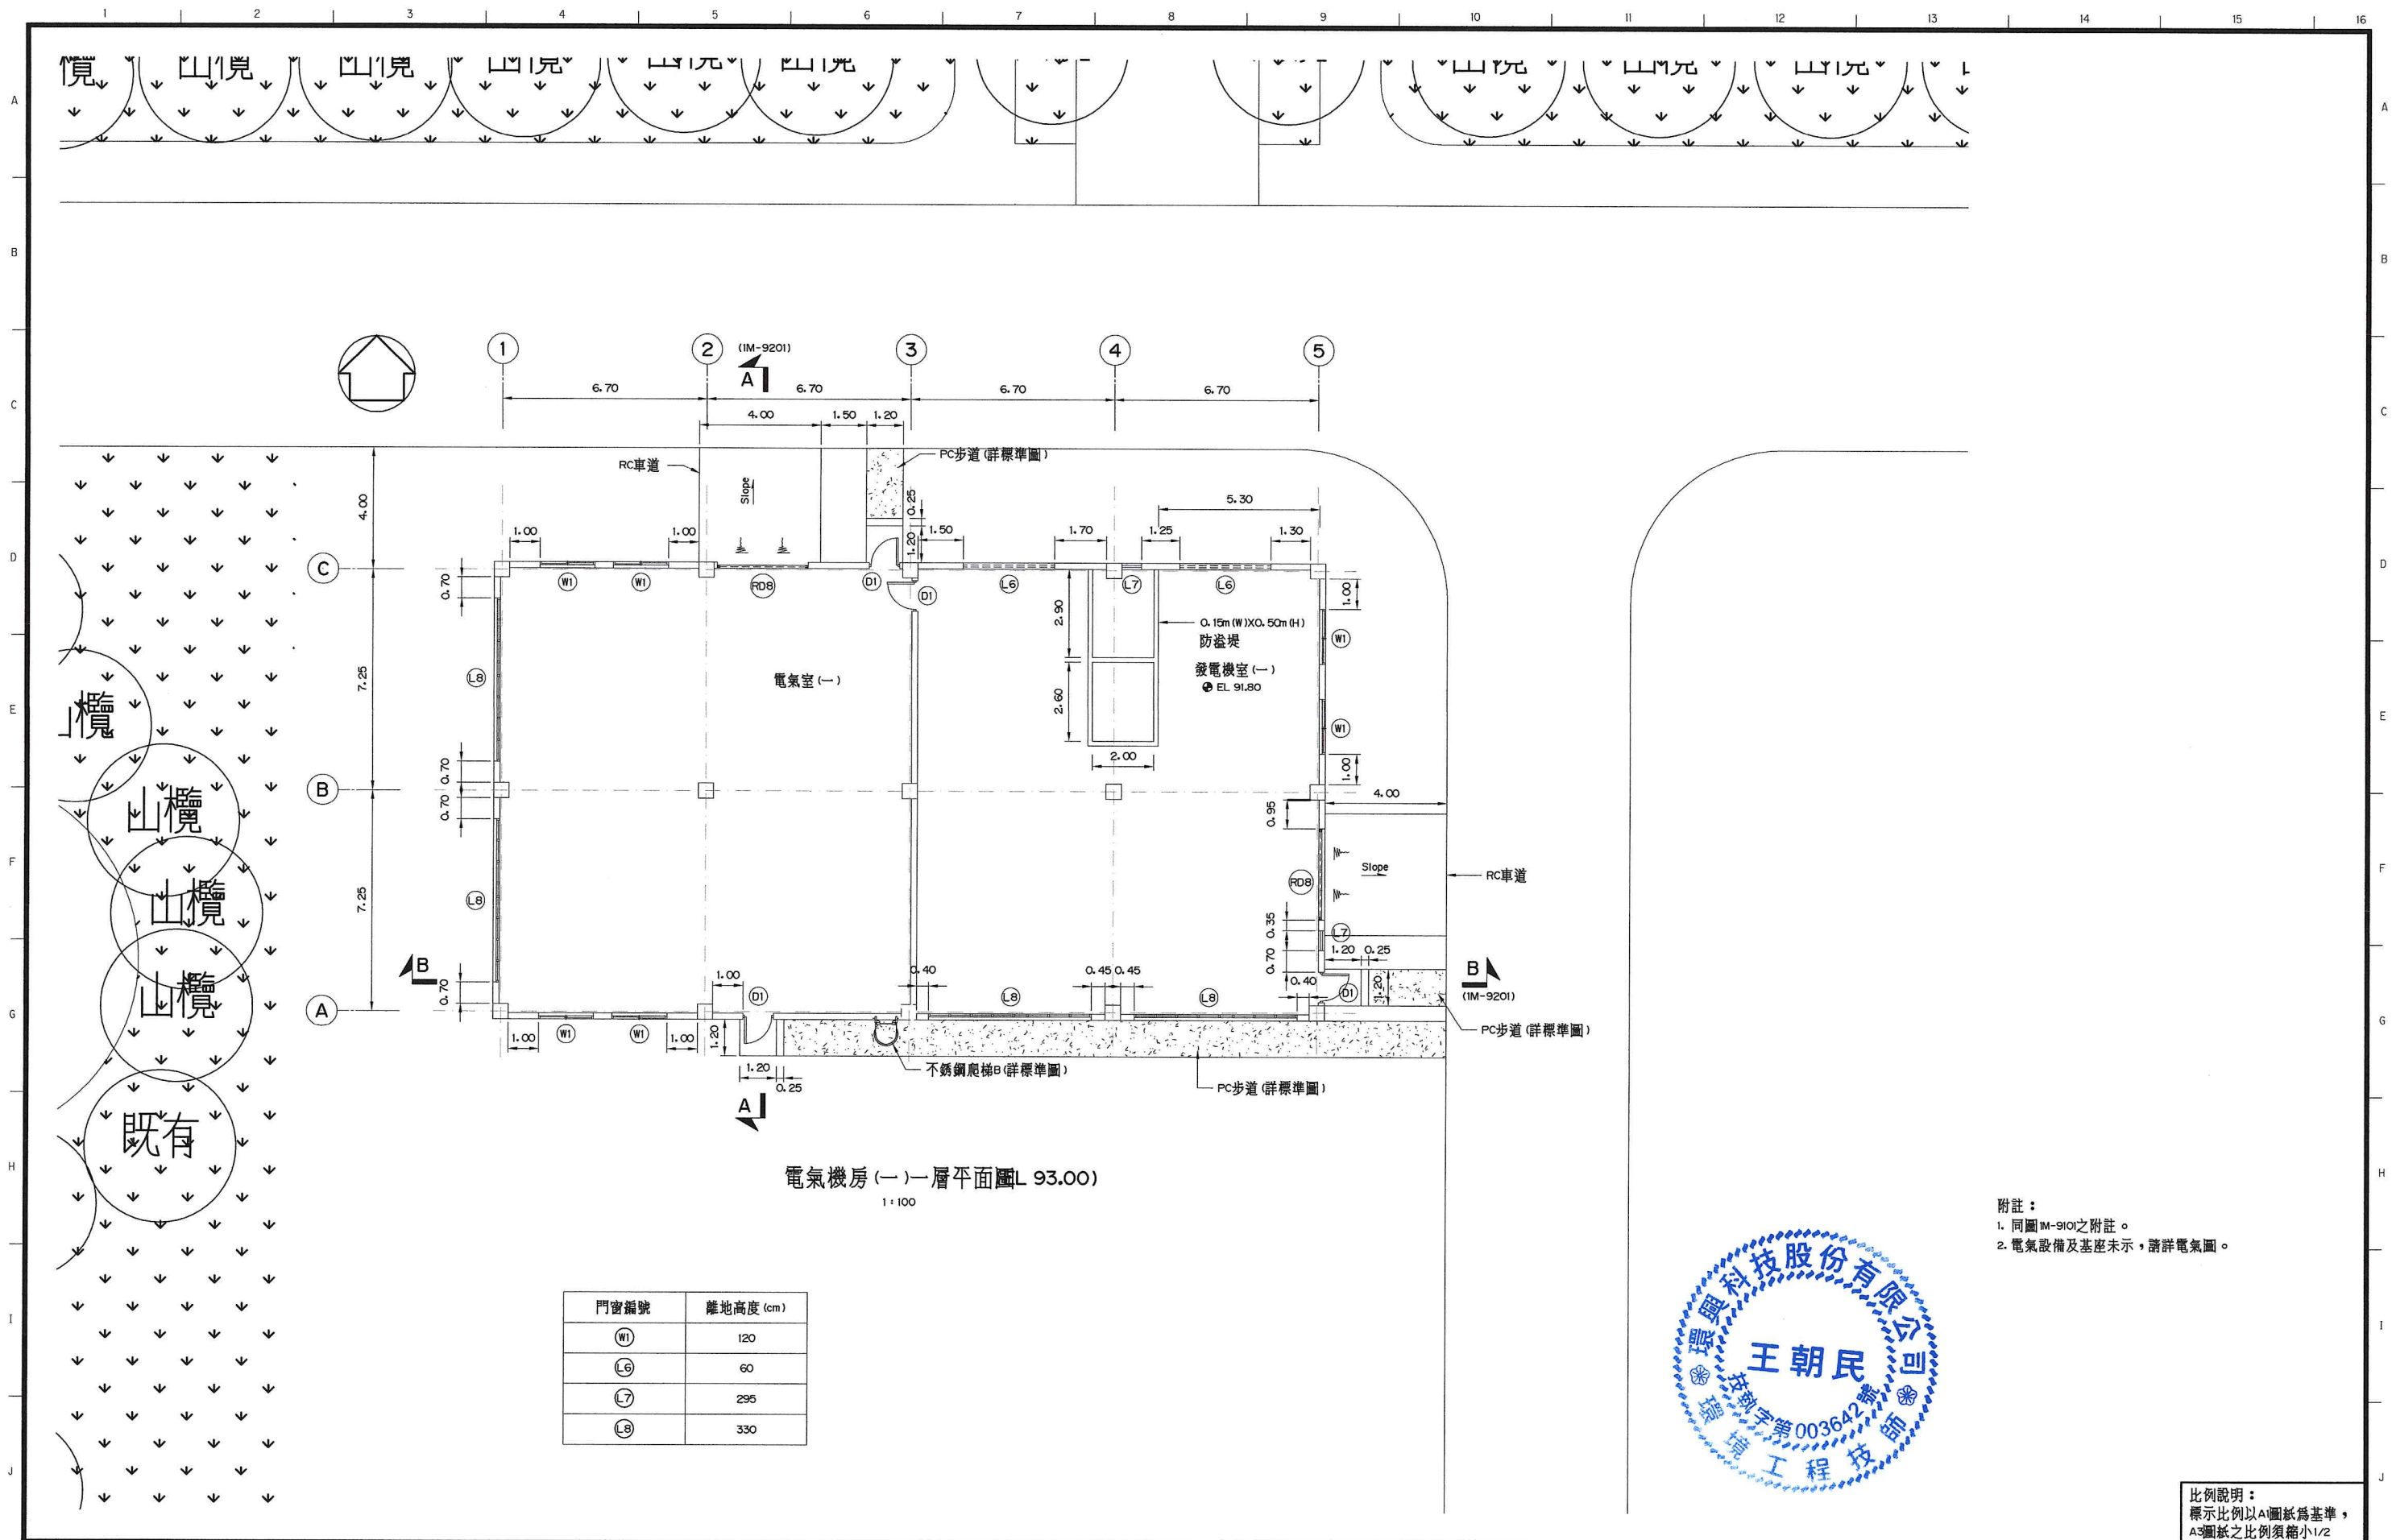


附註：
1. 同圖IM-9101之附註。
2. 電氣設備及基座未示，詳電氣圖。


比例說明：
標示比例以A1圖紙為基準，
A3圖紙之比例須縮小1/2



桃園市政府		興建執行計畫書圖集		CTCI I-DEC 泉鼎水務公司				中鼎－欣達聯合承攬體				技師簽證 CERTIFIED BY PROFESSIONAL ENGINEER 王朝民		圖名 TITLE 水資源回收中心工程 電氣機房(一)工程 平面圖(二)	
促進民間參與桃園市中壢地區污水下水道系統建設之興建、營運、移轉(BOT)計畫		中壢水資源回收中心圖集		環興科技股份有限公司 繪圖 DRAWN 陳妙芬 複核 RECHECKED 謝長原		比例尺 SCALES 1:100 設計 DESIGNED 賴凡劭 核准 APPROVED 王朝民		單位 UNIT m 初核 CHECKED 侯清文 日期 DATE 110.03				圖號 DWG NO. IM-9102 版次 REV NO. 0			

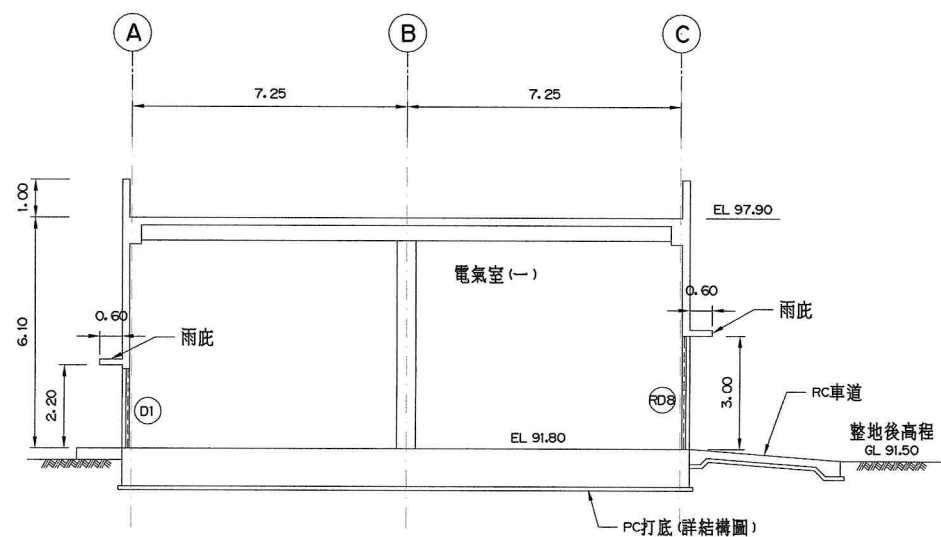

剖面 A-A
1:100

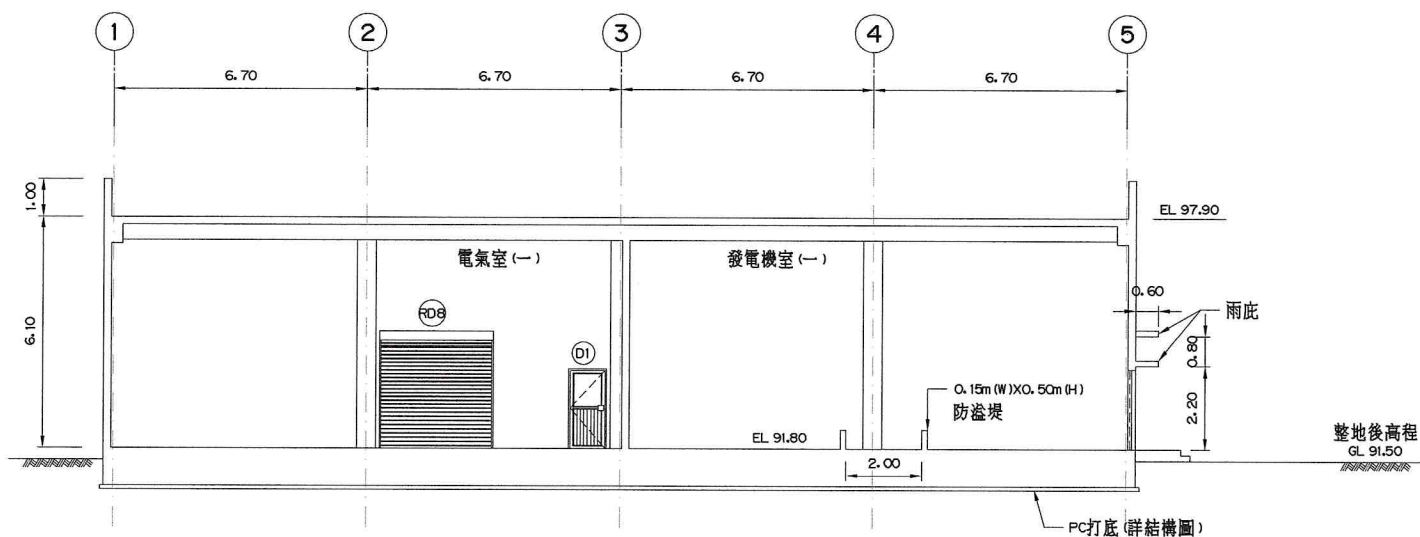

剖面 B-B
1:100

附註：
1. 同圖IM-910之附註。
2. 電氣設備及基座未示，請詳電氣圖。



比例說明：
標示比例以A1圖紙為基準，
A3圖紙之比例須縮小1/2



桃園市政府

興建執行計畫書圖集

CTCI I-DEC
泉鼎水務公司

中鼎-欣達聯合承攬體

技師簽認
CERTIFIED BY PROFESSIONAL ENGINEER

圖名
TITLE

水資源回收中心工程

促進民間參與桃園市中壢地區污水下水道
系統建設之興建、營運、移轉(BOT)計畫

中壢水資源回收中心圖集

環興科技股份有限公司

繪圖
DRAWN

陳妙芬

複核
RECHECKED

謝長原

比例尺
SCALES

1:100

設計
DESIGNED

賴凡勛

核准
APPROVED

王朝民

單位
UNIT

m

初核
CHECKED

侯清文

日期
DATE

110.03


王朝民

圖號
DWG NO.


1M-9201

版次
REV NO.

0

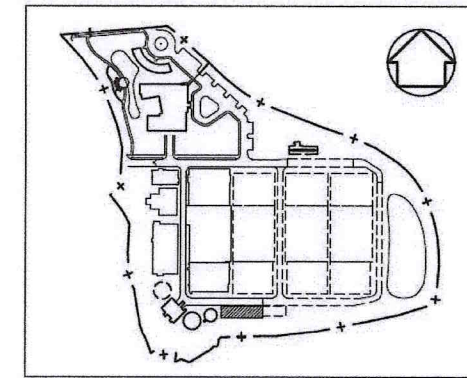

索引圖

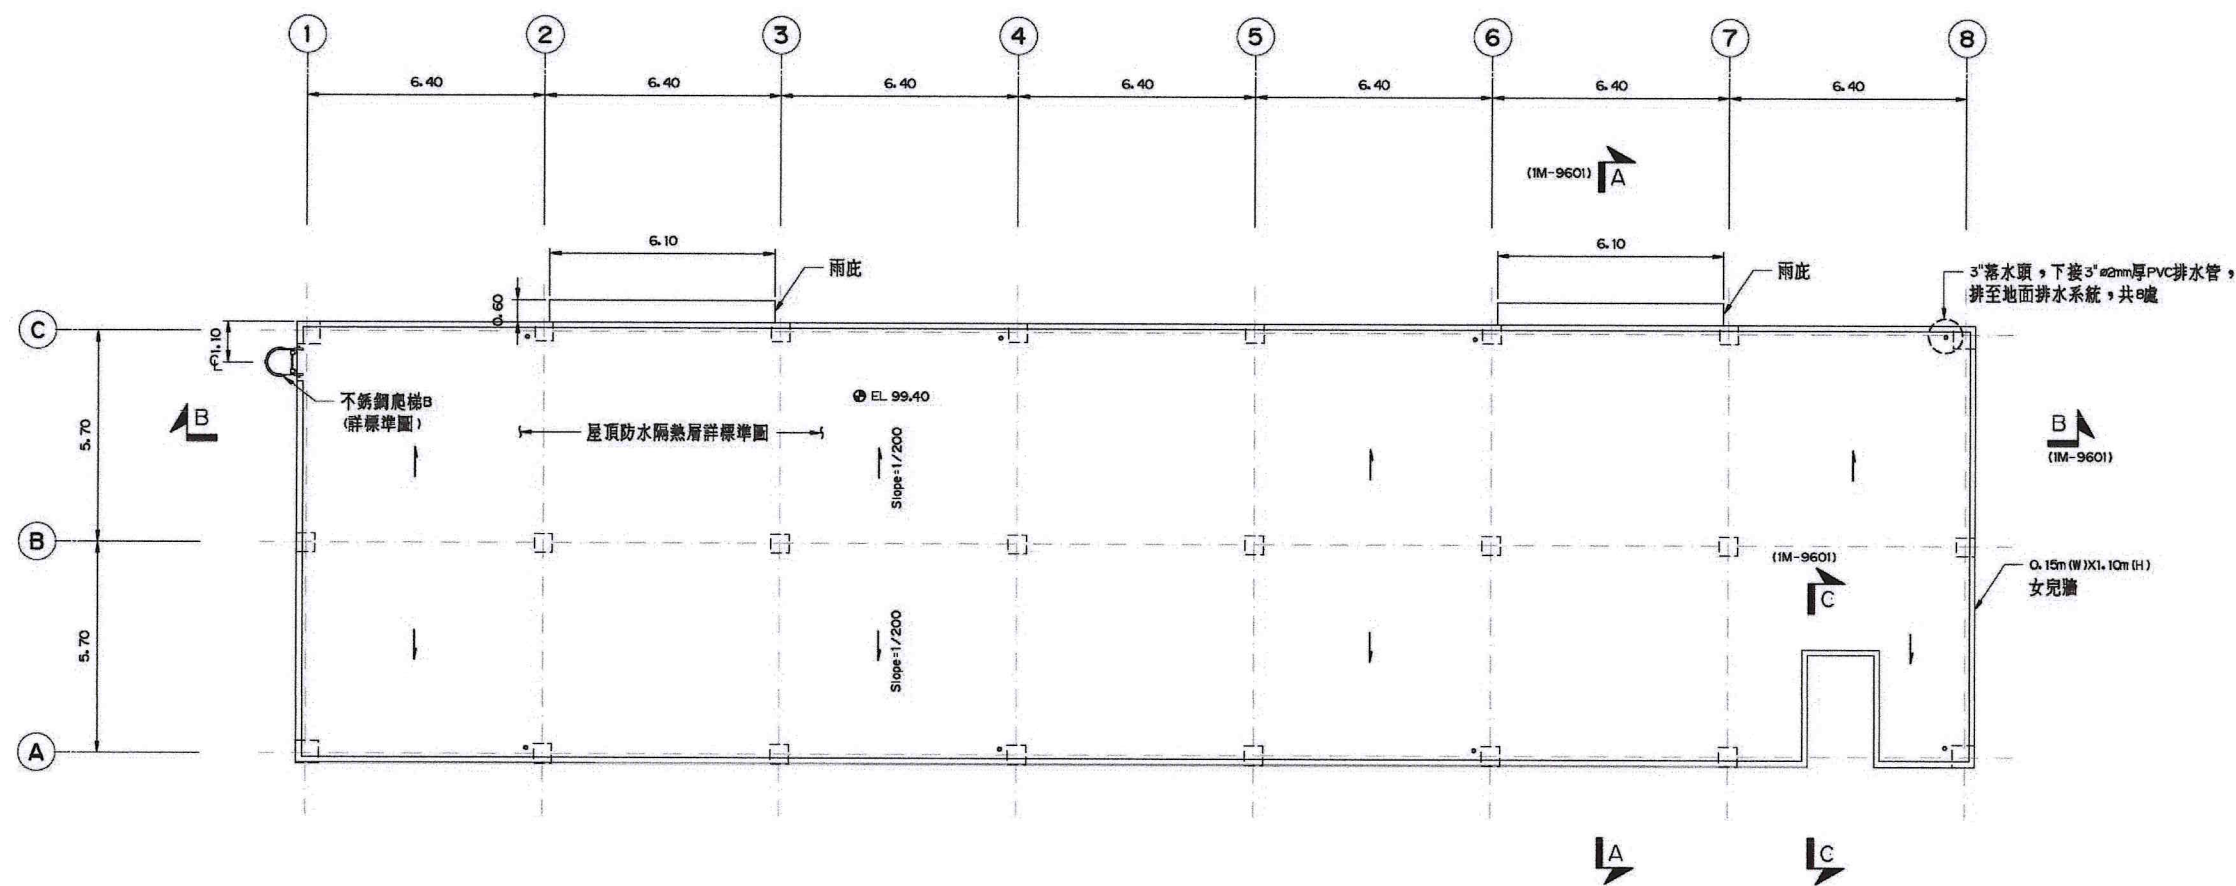



頂層平面圖 (EL 99.00)
1:100

- 附註：
1. 本圖尺寸除管徑、開門、開窗以公釐表示及特別註明者外，均以公尺為單位。
 2. 本圖有關及結構、電氣、機械、擋土支撐及開挖、通風、空調、衛生給排水、景觀工程應另詳該部分設計圖。
 3. 本單元之門窗尺寸、規格，請詳設計圖IM-0101-0103；土庫裝修部份，請詳設計圖IM-0201-0203。

比例說明：
表示比例以A圖紙為基準，
A3圖紙之比例須縮小1/2



 桃園市政府	興建執行計畫書圖集	CTCI I-DEC 泉鼎水務公司				技師簽認 CERTIFIED BY PROFESSIONAL ENGINEER 王朝民	圖名 TITLE 水資源回收中心工程		
		中壢水資源回收中心圖集		維修車房工程 平面圖(一)					
促進民間參與桃園市中壢地區污水下水道系統建設之興建、營運、移轉(BOT)計畫		環興科技股份有限公司	繪圖 DRAWN	謝亦華	複核 RECHECKED	謝長原	圖號 DWG NO.	1M-9501	
		比例尺 SCALES	1:100	設計 DESIGNED	賴凡勛	核准 APPROVED	王朝民	版次 REV NO.	0
		單位 UNIT	m	初核 CHECKED	侯清文	日期 DATE	110.03		

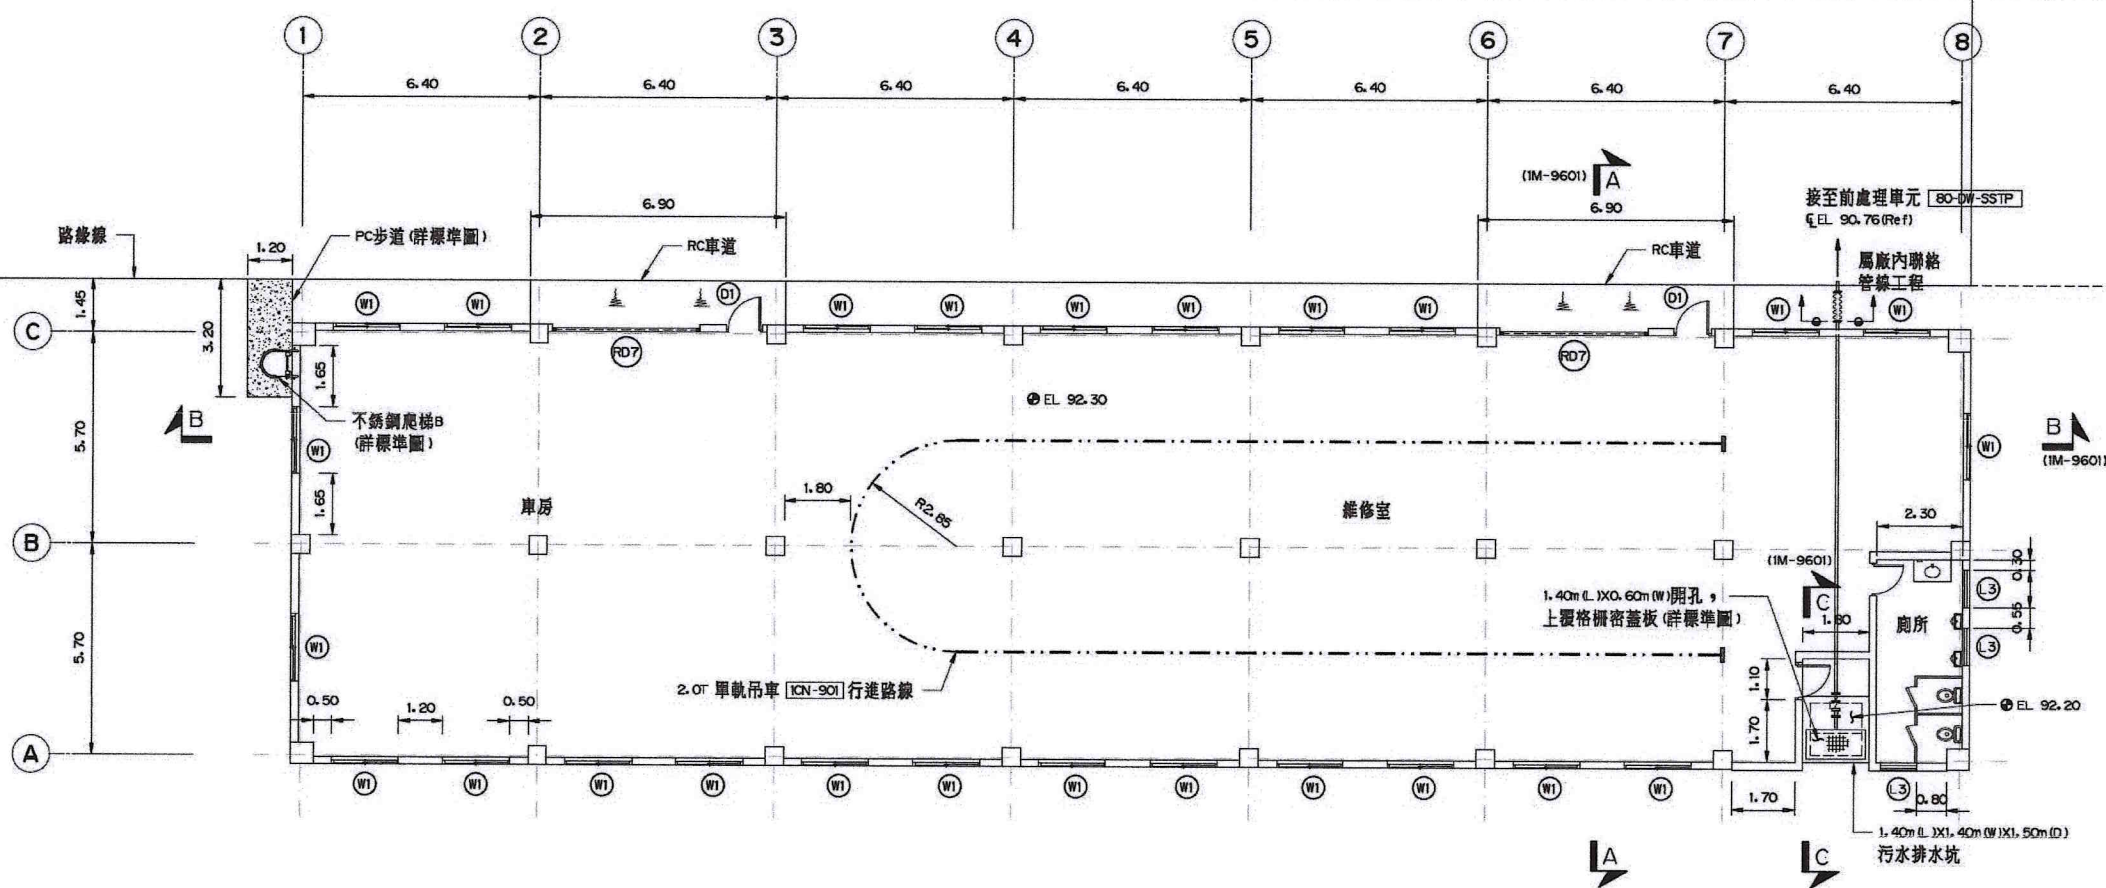 

一層平面圖 (EL 93.00)
1:100




開窗編號	離地高度 (cm)
W1	120
L3	295



附註：
1. 同圖 M-9501 之附註。

比例說明：
表示比例以 A 圖紙為基準，
A3 圖紙之比例須縮小 1/2



桃園市政府	興建執行計畫書圖集	CTCI I-DEC 泉鼎水務公司		中鼎-欣達聯合承攬體		技師簽證 CERTIFIED BY PROFESSIONAL ENGINEER 王朝民	圖名 TITLE 水資源回收中心工程 維修車房工程 平面圖 (二)
		環興科技股份有限公司	繪圖 DRAWN 謝亦華	複核 RECHECKED 賴凡昶	謝長原		
促進民間參與桃園市中壢地區污水下水道系統建設之興建、營運、移轉 (BOT) 計畫	中壢水資源回收中心圖集	比例尺 SCALES 1:100	設計 DESIGNED 初核 CHECKED	日期 DATE 110.03	核准 APPROVED 王朝民	圖號 DWG NO. 1M-9502	版次 REV NO. 0
		單位 UNIT m	初核 CHECKED 侯清文	日期 DATE 110.03	核准 APPROVED 王朝民		

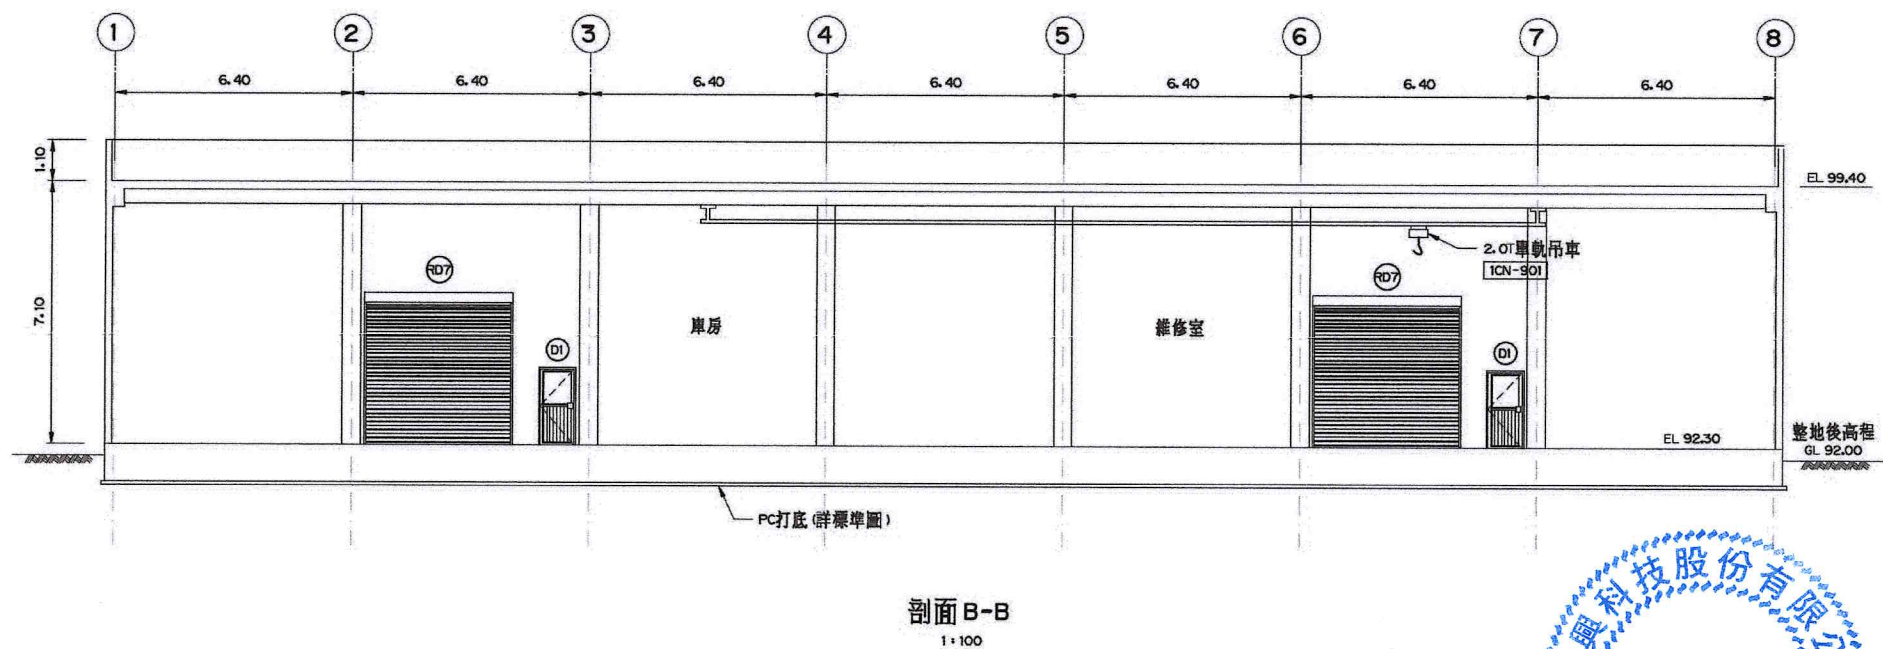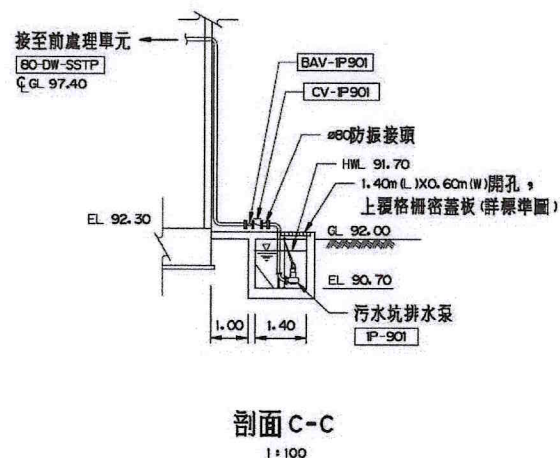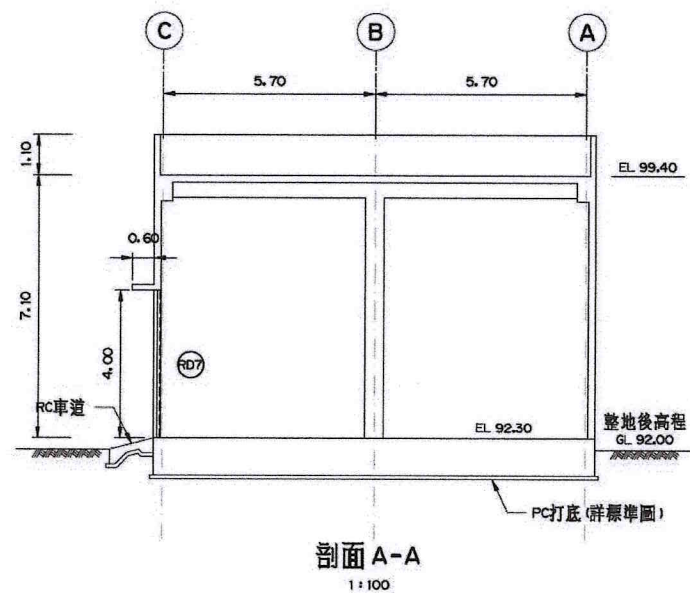



附註：
1. 同圖 M-9501 之附註。

比例說明：
顯示比例以 A 圖紙為基準，
A3 圖紙之比例須縮小 1/2。

桃園市政府 促進民間參與桃園市中壢地區污水下水道系統建設之興建、營運、移轉 (BOT) 計畫	興建執行計畫書圖集 中壢水資源回收中心圖集	CTCI DEC 中鼎－欣達聯合承攬體 <table><tr><td>環興科技股份有限公司</td><td>繪圖</td><td>謝亦華</td><td>複核</td><td>謝長原</td></tr><tr><td>比例尺</td><td>1:100</td><td>設計</td><td>賴其助</td><td>核准</td></tr><tr><td>單位</td><td>m</td><td>初核</td><td>侯清文</td><td>日期</td></tr><tr><td></td><td></td><td></td><td></td><td>110.03</td></tr></table>	環興科技股份有限公司	繪圖	謝亦華	複核	謝長原	比例尺	1:100	設計	賴其助	核准	單位	m	初核	侯清文	日期					110.03	技師簽認 CERTIFIED BY PROFESSIONAL ENGINEER 王朝民	圖名 水資源回收中心工程 維修車房工程 剖面圖 圖號 1M-9601 版次 0
環興科技股份有限公司	繪圖	謝亦華	複核	謝長原																				
比例尺	1:100	設計	賴其助	核准																				
單位	m	初核	侯清文	日期																				
				110.03																				

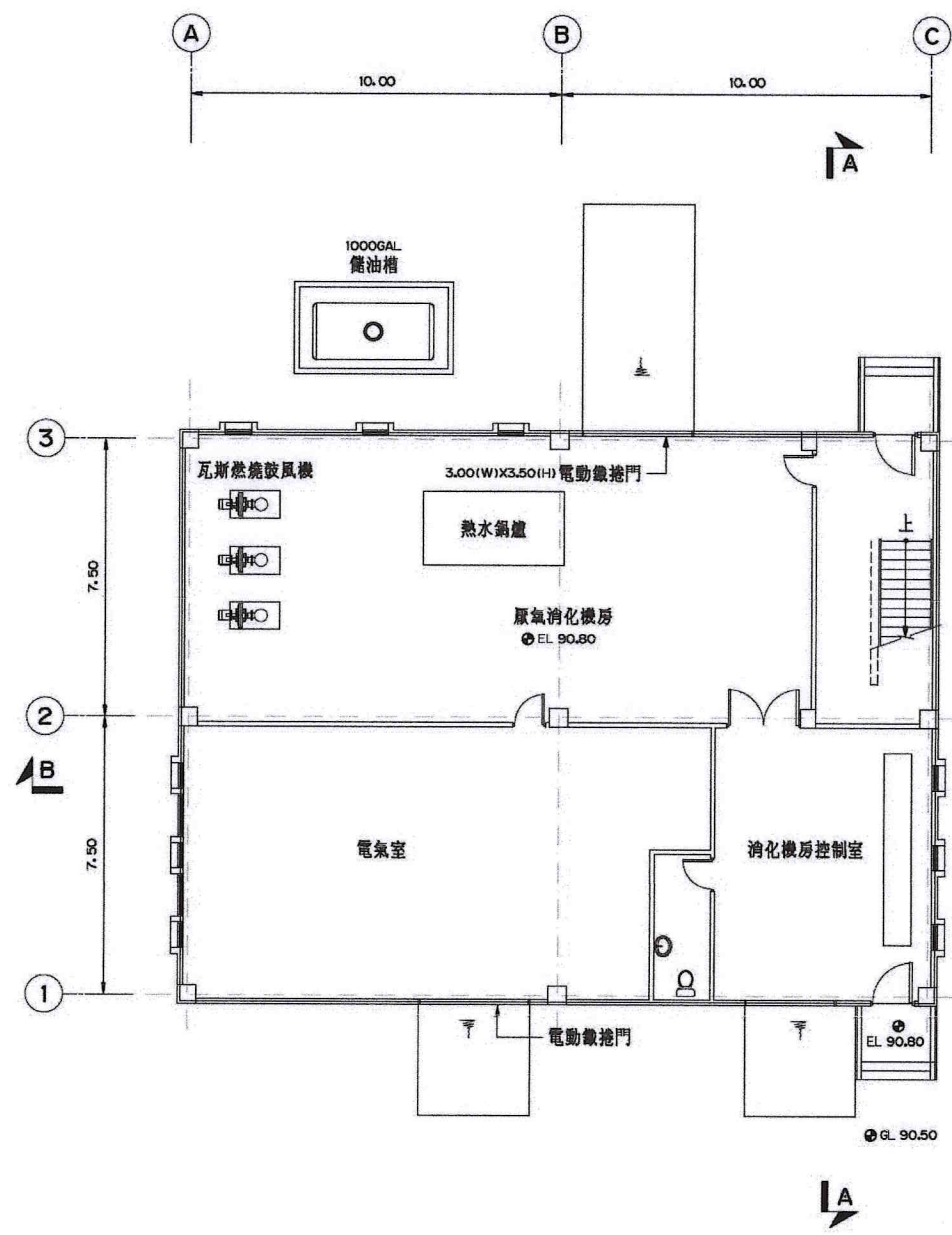 

污泥消化機房一樓平面圖
1:100

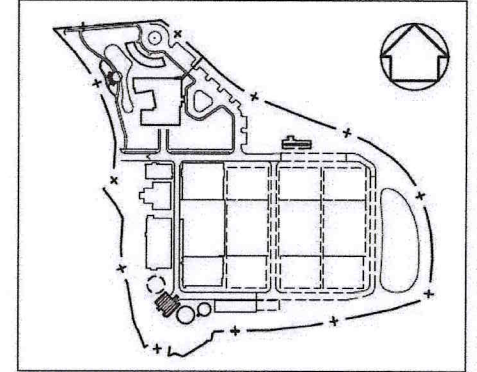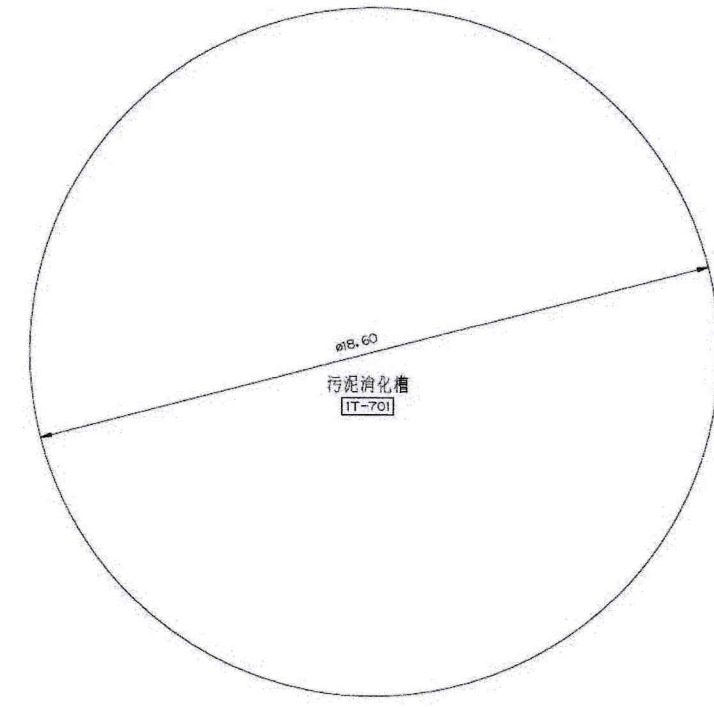


索引圖




附註：
1. 厭氧系統相關配置，僅參考用，待決定廠商後再發展相關基本與細部設計。
2. 屬第二期工程範圍。

比例說明：
標示比例以A圖紙為基準，
A3圖紙之比例須縮小1/2

桃園市政府		興建執行計畫書圖集		CTCI DEC 泉鼎水務公司		中鼎-欣達聯合承攬體		技師簽認 CERTIFIED BY PROFESSIONAL ENGINEER		圖名 TITLE	
促進民間參與桃園市中壢地區污水下水道系統建設之興建、營運、移轉(BOT)計畫		中壢水資源回收中心圖集		環興科技股份有限公司		繪圖 DRAWN		謝亦華		水資源回收中心工程	
				比例尺 SCALES		設計 DESIGNED		詹金寶		污泥消化機房工程	
				單位 UNIT		初核 CHECKED		侯清文		平面圖	
						核准 APPROVED		王朝民		圖號 DWG NO.	
						日期 DATE		110.03		2M-C101	
										版次 REV NO.	
										0	
										圖樣名稱 1279C2MC1010.DWG	

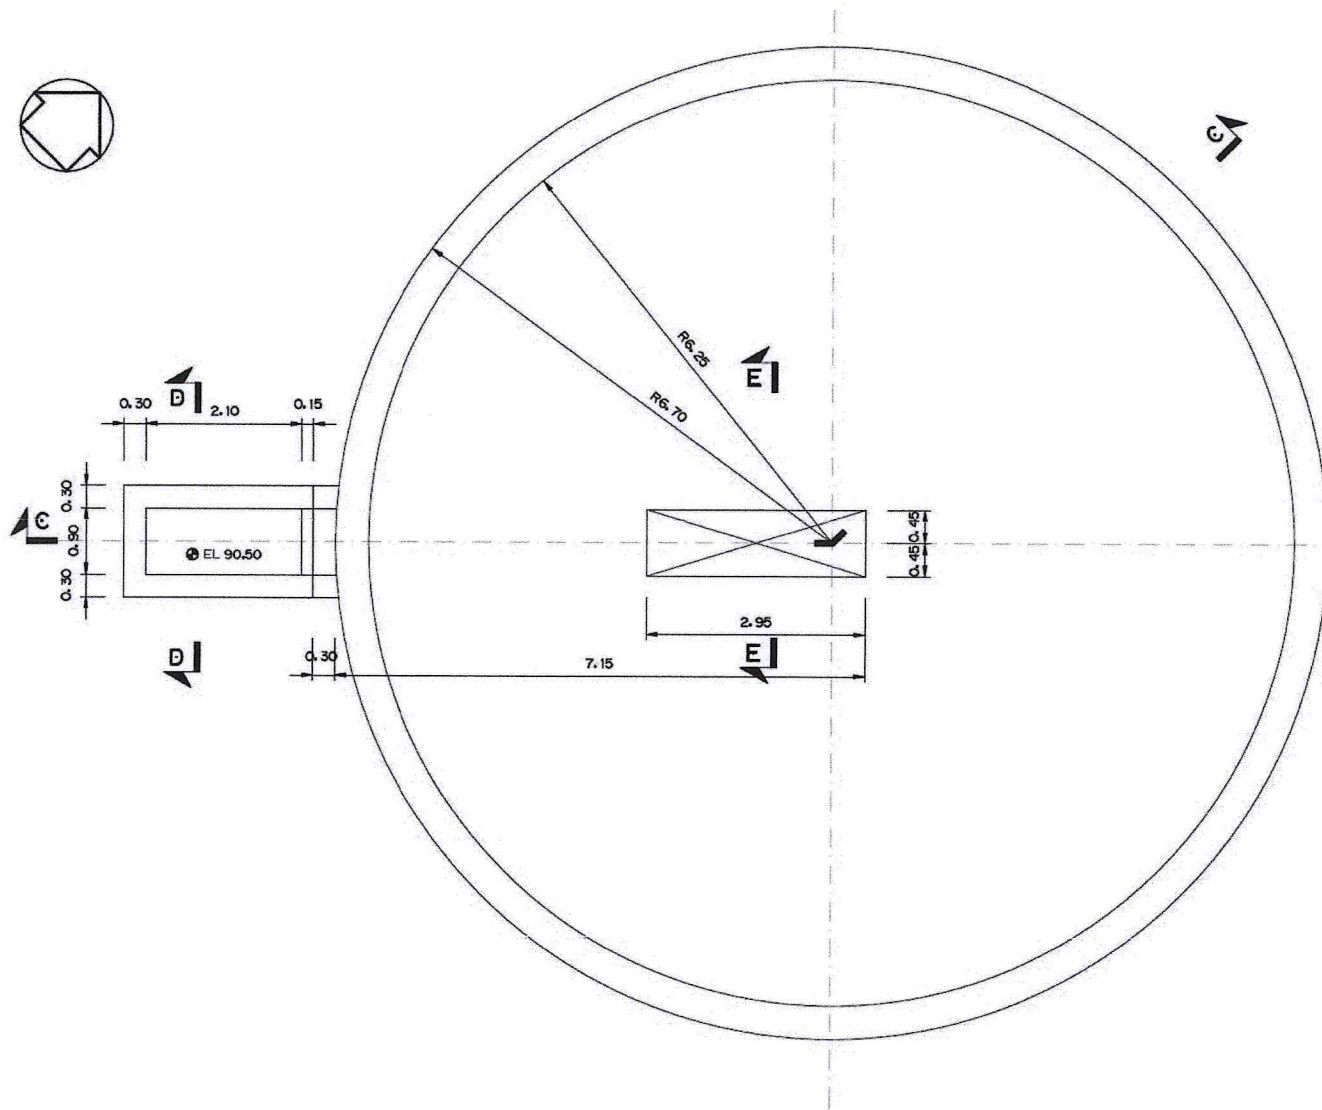

基礎層平面圖
1:50

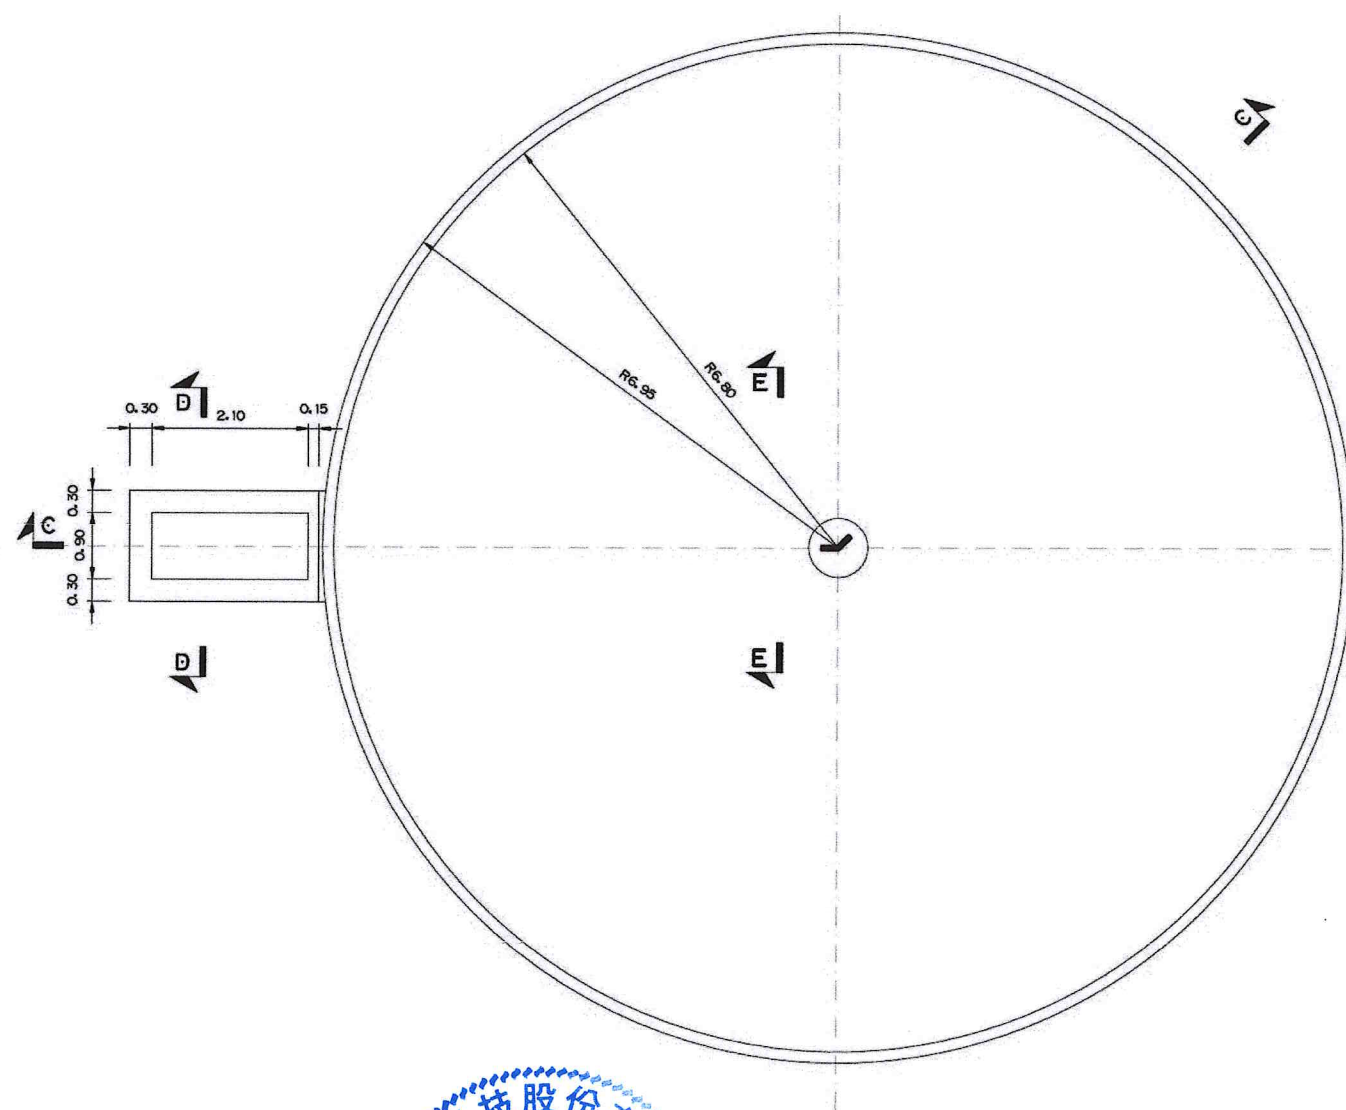


屋頂層平面圖
1:50




- 附註：
- 厭氧系統相關配置，僅參考用，待決定廠商後再發展相關基本與細部設計。
 - 屬第二期工程範圍。

比例說明：
顯示比例以A圖紙為基準，
A3圖紙之比例須縮小1/2

 桃園市政府		興建執行計畫書圖集		CTCI I-DEC 泉鼎水務公司 中鼎－欣達聯合承攬體						技師簽認 CERTIFIED BY PROFESSIONAL ENGINEER		圖名 TITLE 水資源回收中心工程 消化氣體貯槽工程 平面圖									
促進民間參與桃園市中壢地區污水下水道系統建設之興建、營運、移轉(BOT)計畫		中壢水資源回收中心圖集		S環興科技股份有限公司		繪圖 DRAWN		謝亦華		複核 RECHECKED		謝長原		王朝民		圖號 DWG NO. 2M-C102		版次 REV NO. 0			
				比例尺 SCALES		1:100		設計 DESIGNED		詹金賢		核准 APPROVED								王朝民	
				單位 UNIT		m		初核 CHECKED		侯清文		日期 DATE								110.03	

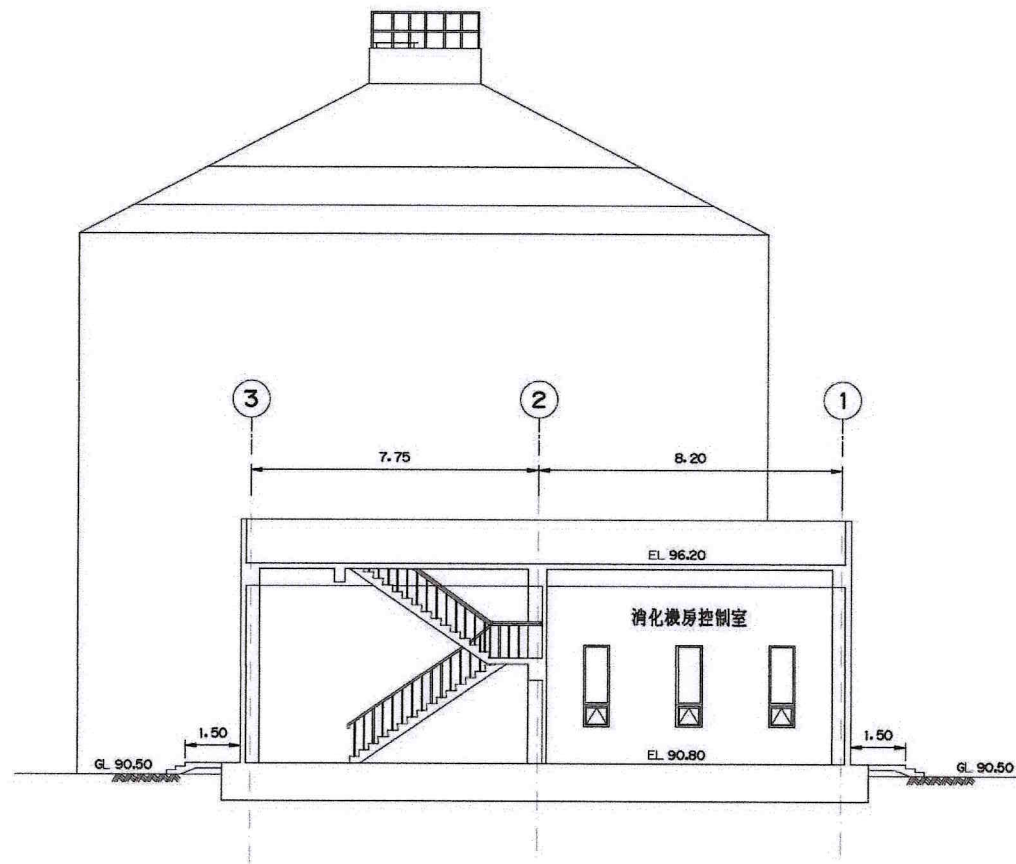

剖面 A-A
1:100

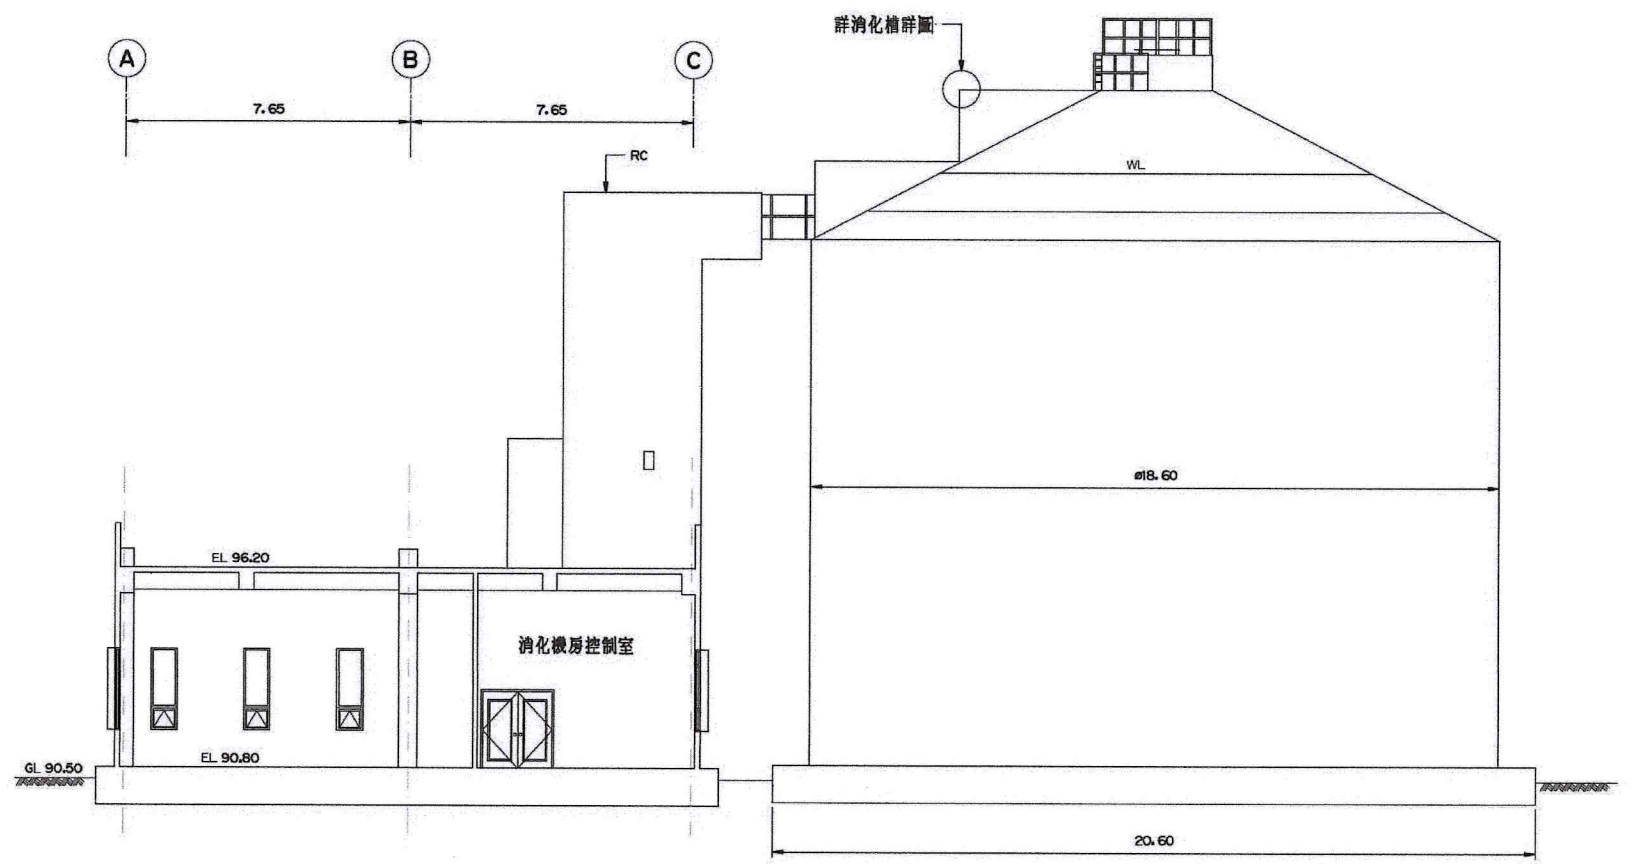




剖面 B-B
1:100



附註：
1. 原氣系統相關配置，僅參考用，待決定廠商後再發展相關基本與細部設計。
2. 屬第二期工程範圍。

比例說明：
顯示比例以A圖紙為基準，
A3圖紙之比例須縮小1/2

桃園市政府		興建執行計畫書圖集		CTCI I-DEC 泉鼎水務公司		中鼎－欣達聯合承攬體		技師簽證 CERTIFIED BY PROFESSIONAL ENGINEER		圖名 TITLE	
促進民間參與桃園市中壢地區污水下水道系統建設之興建、營運、移轉(BOT)計畫		中壢水資源回收中心圖集		環興科技股份有限公司		繪圖 DRAWN		謝亦華		水資源回收中心工程	
				比例尺 SCALES		設計 DESIGNED		詹金寶		消化氣體貯槽工程	
				單位 UNIT		初核 CHECKED		侯清文		剖面圖	
						審核 APPROVED		王朝民		圖號 DWG NO.	
						日期 DATE		110.03		2M-C201	
								王朝民		版次 REV NO.	
										0	

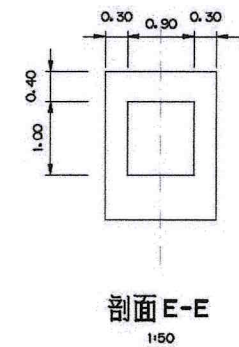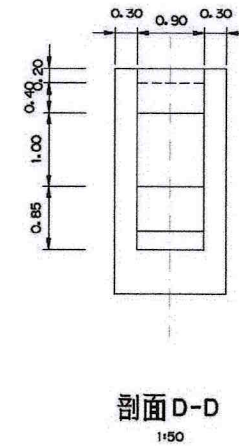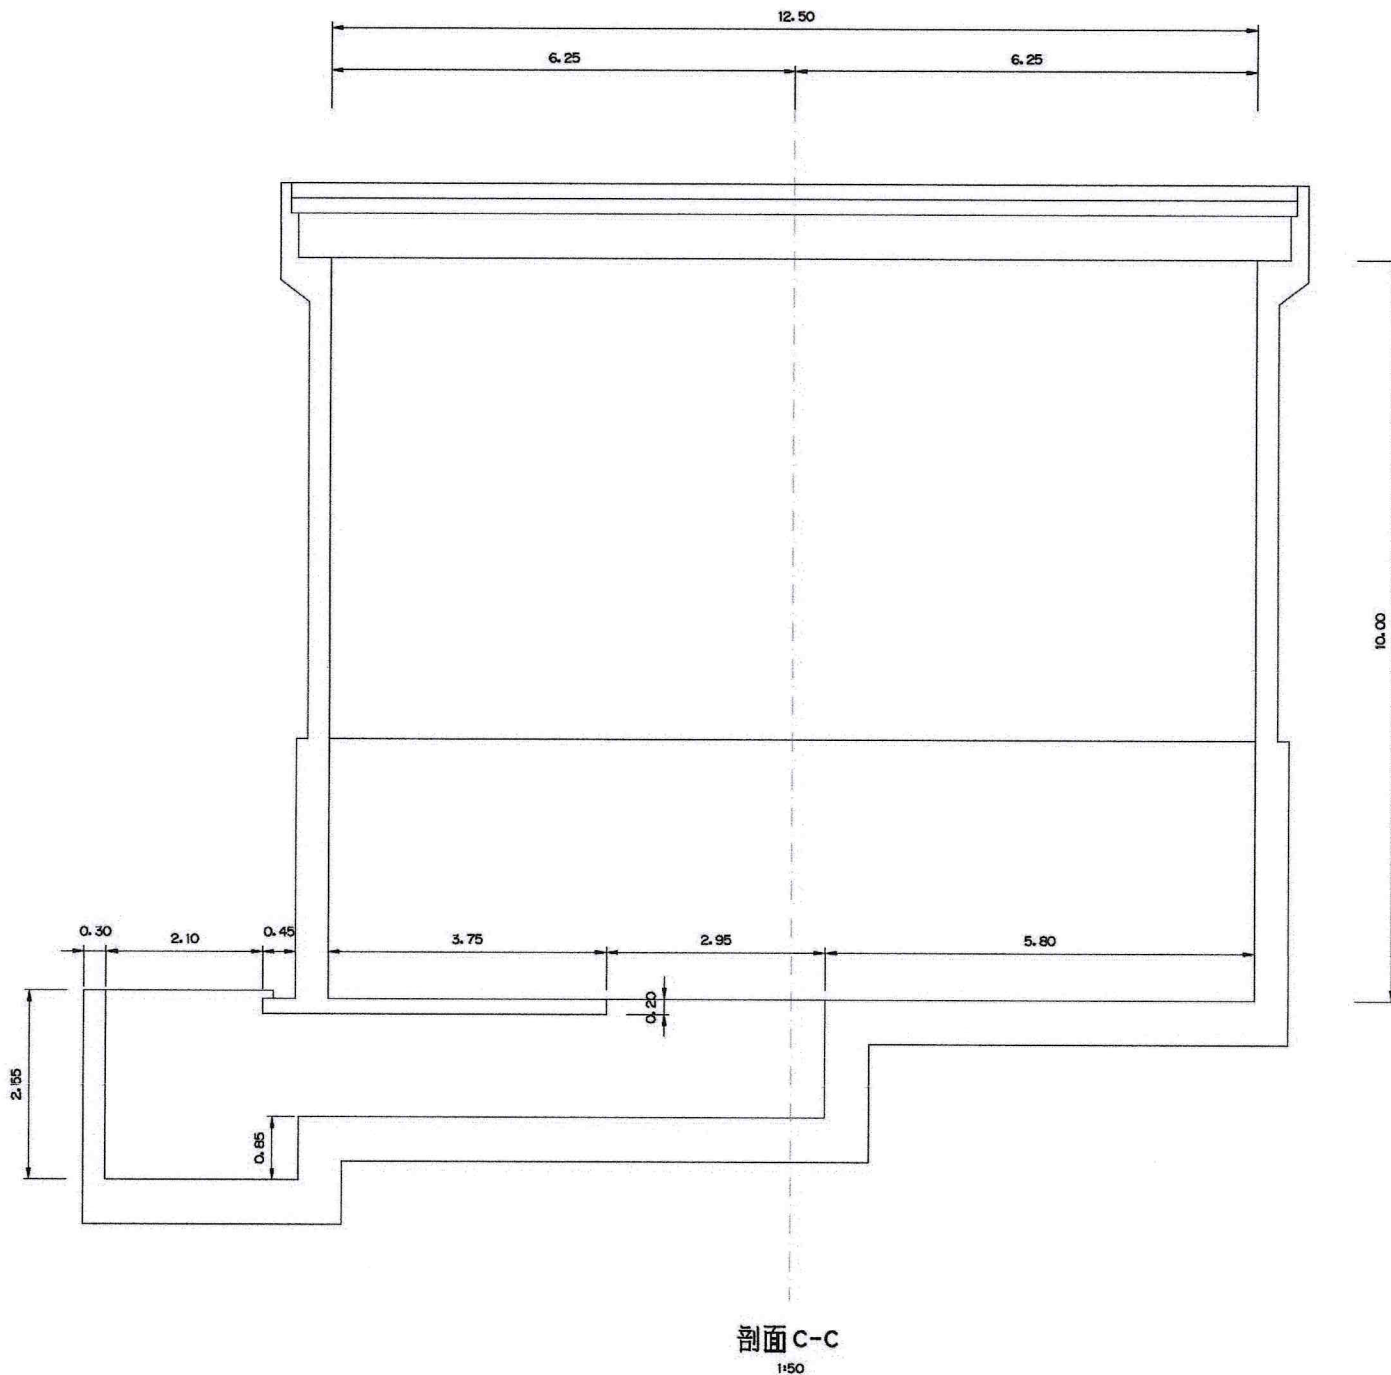

- 附註：
1. 取氣系統相關配置，僅參考用，待決定廠商後再發展相關基本與細部設計。
 2. 屬第二期工程範圍。

比例說明：
標示比例以A圖紙為基準，
A3圖紙之比例須縮小1/2

桃園市政府		興建執行計畫書圖集		CTCI 中鼎-欣達聯合承攬體		技師簽證 CERTIFIED BY PROFESSIONAL ENGINEER		圖名 TITLE	
促進民間參與桃園市中壢地區污水下水道系統建設之興建、營運、移轉(BOT)計畫		中壢水資源回收中心圖集		環興科技股份有限公司 泉鼎水務公司		王朝民		水資源回收中心工程 消化氣體貯槽工程 剖面圖	
比例尺 SCALES		1:100		繪圖 DRAWN		謝亦華		圖號 DWG NO.	
單位 UNIT		m		設計 DESIGNED		唐金寶		2M-C202	
				初核 CHECKED		侯清文		版次 REV NO.	
						日期 DATE		110.03	
								圖集名稱	
								1279C2MC2020.DWG	




圖例	說明
---	建築線
---	地界線
---	5M退縮線
...	20M退縮線

1 全區配置圖(全廠區)

1 : 800

比例說明：
標示比例以A1圖紙為基準，
A3圖紙之比例須縮小1/2

K	 桃園市政府			興建執行計畫書圖集			 中鼎－欣達聯合承攬體				 技師簽證 CERTIFIED BY PROFESSIONAL ENGINEER		 圖名 TITLE		水資源回收中心工程	
	促進民間參與桃園市中壢地區污水下水道系統建設之興建、營運、移轉(BOT)計畫			中壢水資源回收中心圖集			環興科技股份有限公司		繪圖 DRAWN	陳慎孜	複核 RECHECKED	程景煌			管理中心 全區配置圖	
							比例尺 SCALES	如圖所示	設計 DESIGNED	廖文瑜	核准 APPROVED	劉柏宏				
							單位 UNIT	公分(cm)	初核 CHECKED	廖文瑜	日期 DATE	110.07				
							圖號 DWG NO.	1A-8020	版次 REV NO.	○						
1	2	3	4	5	6	7	8	9	10	11	12	13	14	圖檔名稱		

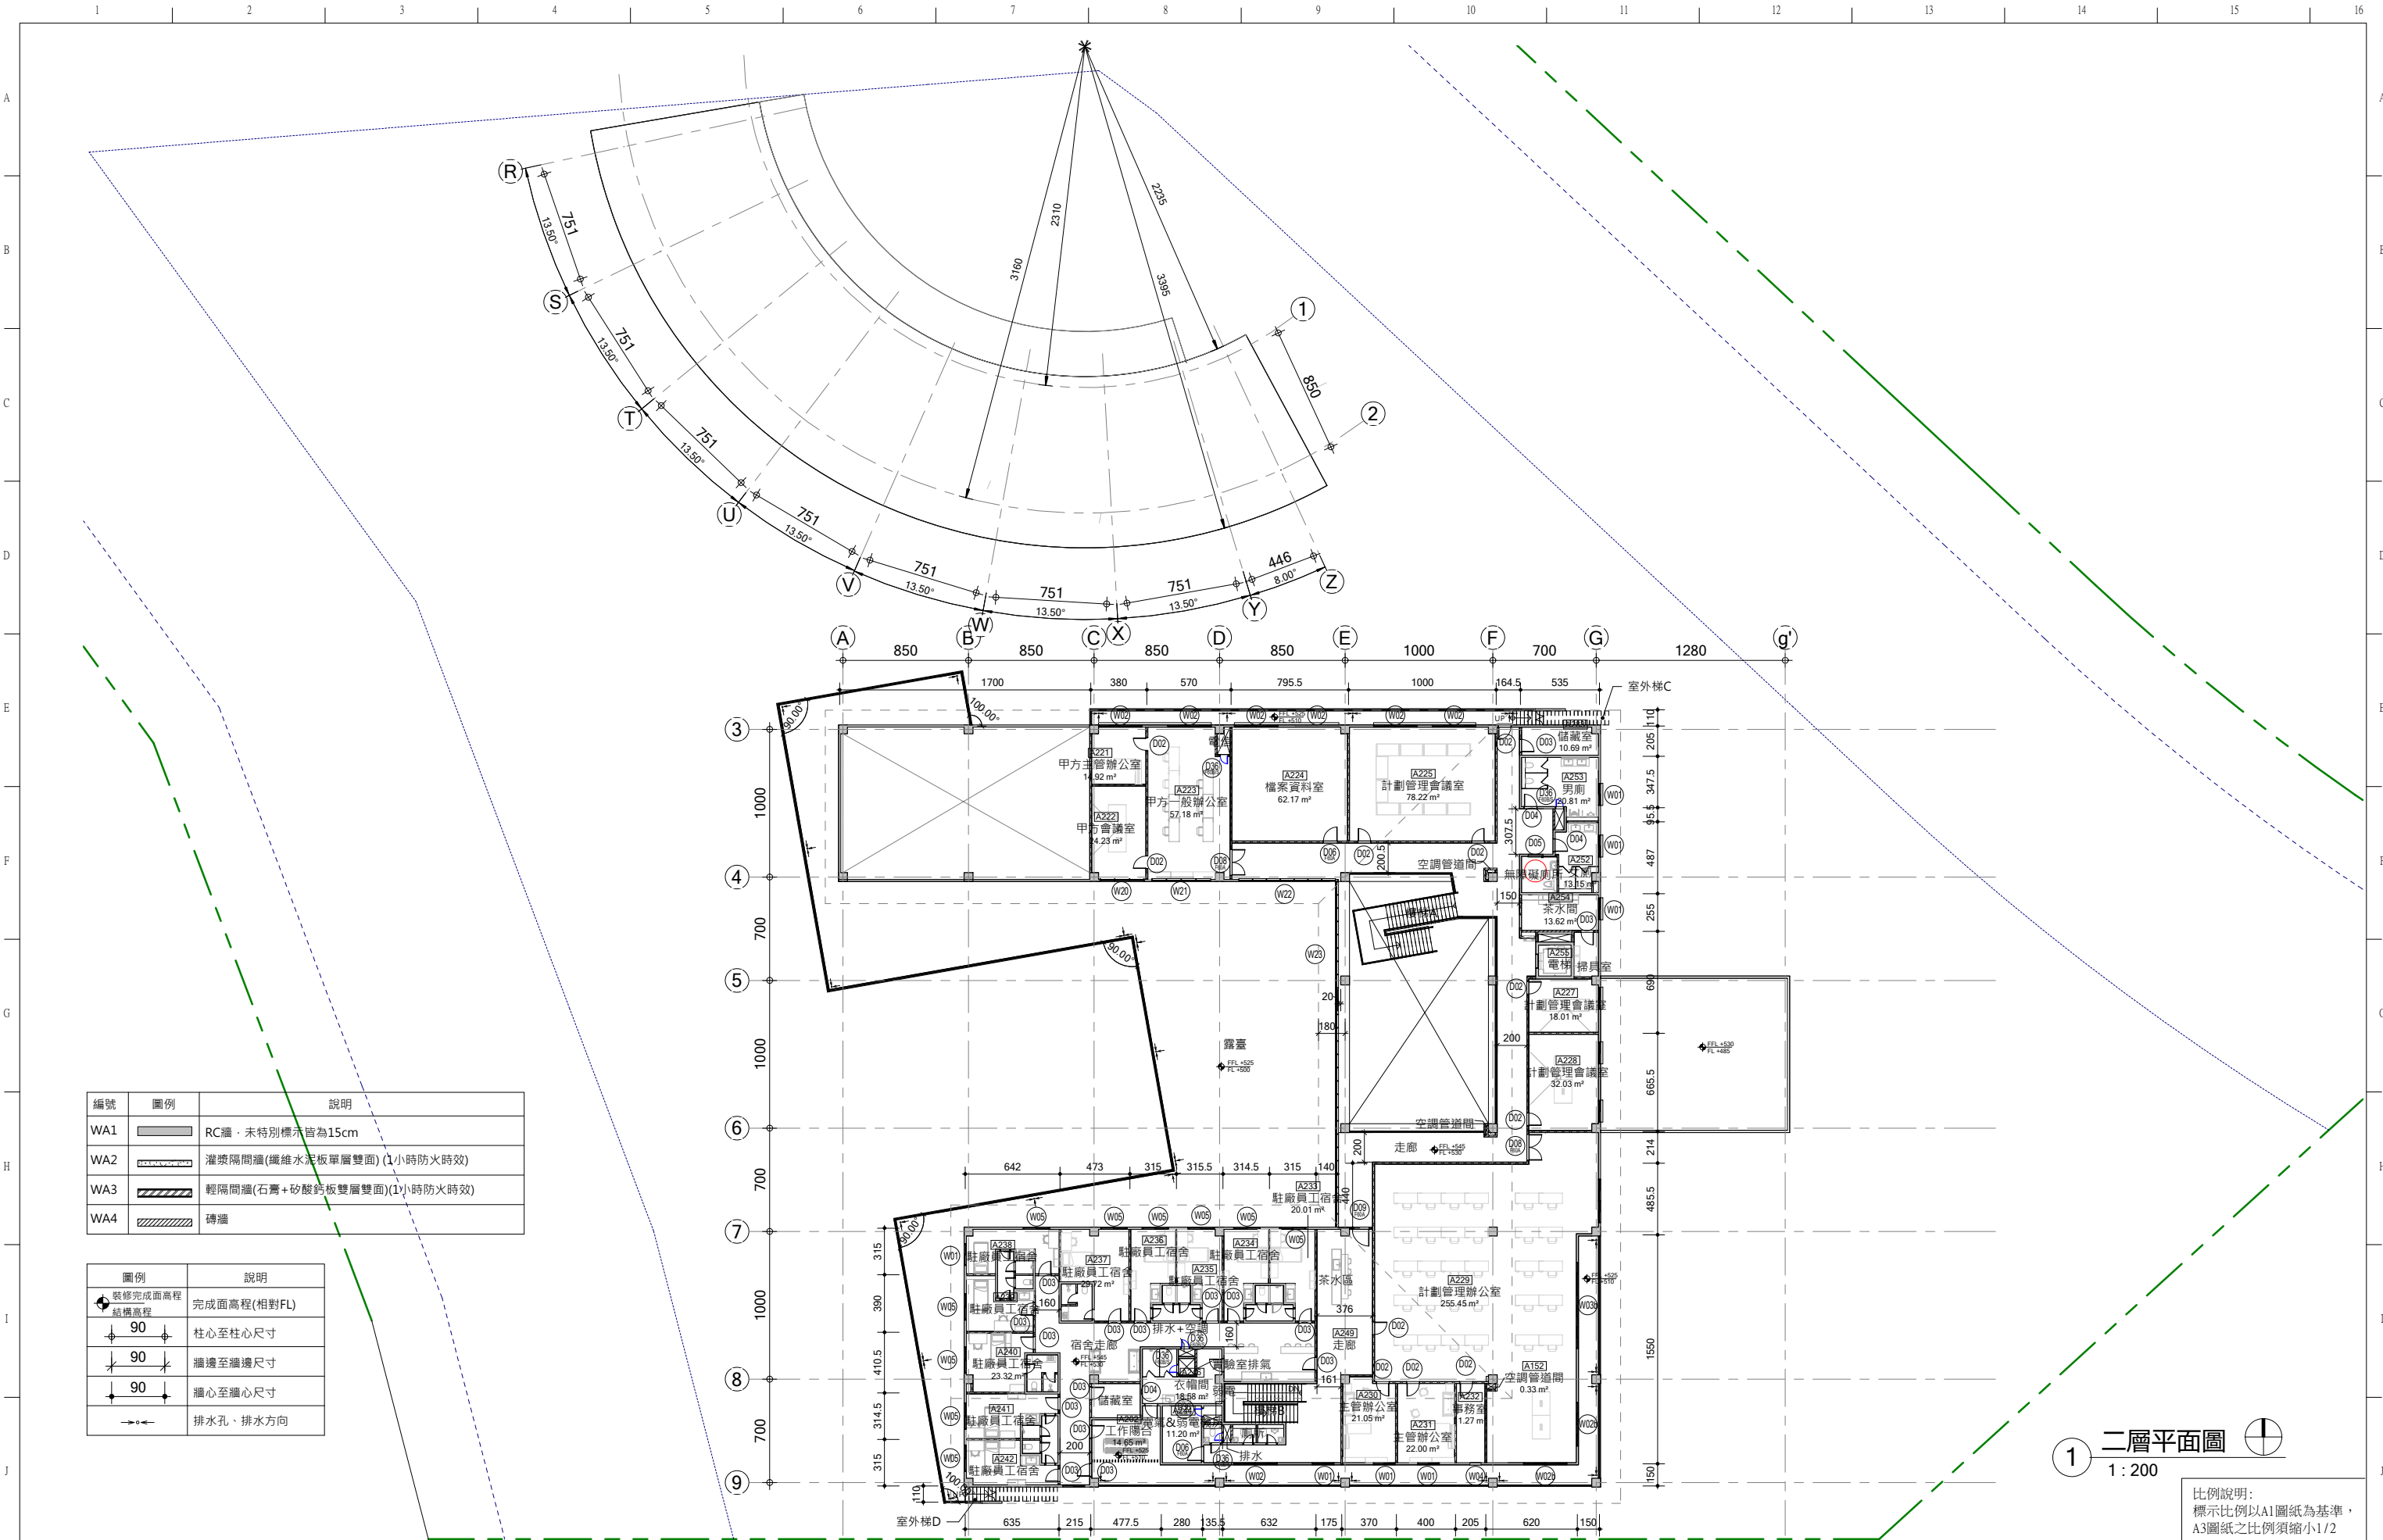


編號	圖例	說明
WA1		RC牆・未特別標示皆為15cm
WA2		灌漿隔間牆(纖維水泥板單層雙面)(1小時防火時效)
WA3		輕隔間牆(石膏+矽酸鈣板雙層雙面)(1小時防火時效)
WA4		磚牆

圖例	說明
	裝修完成面高程 結構高程
	完成面高程(相對FL)
	柱心至柱心尺寸
	牆邊至牆邊尺寸
	牆心至牆心尺寸
	排水孔、排水方向

1 二層平面圖
1:200

比例說明:
標示比例以A1圖紙為基準,
A3圖紙之比例須縮小1/2

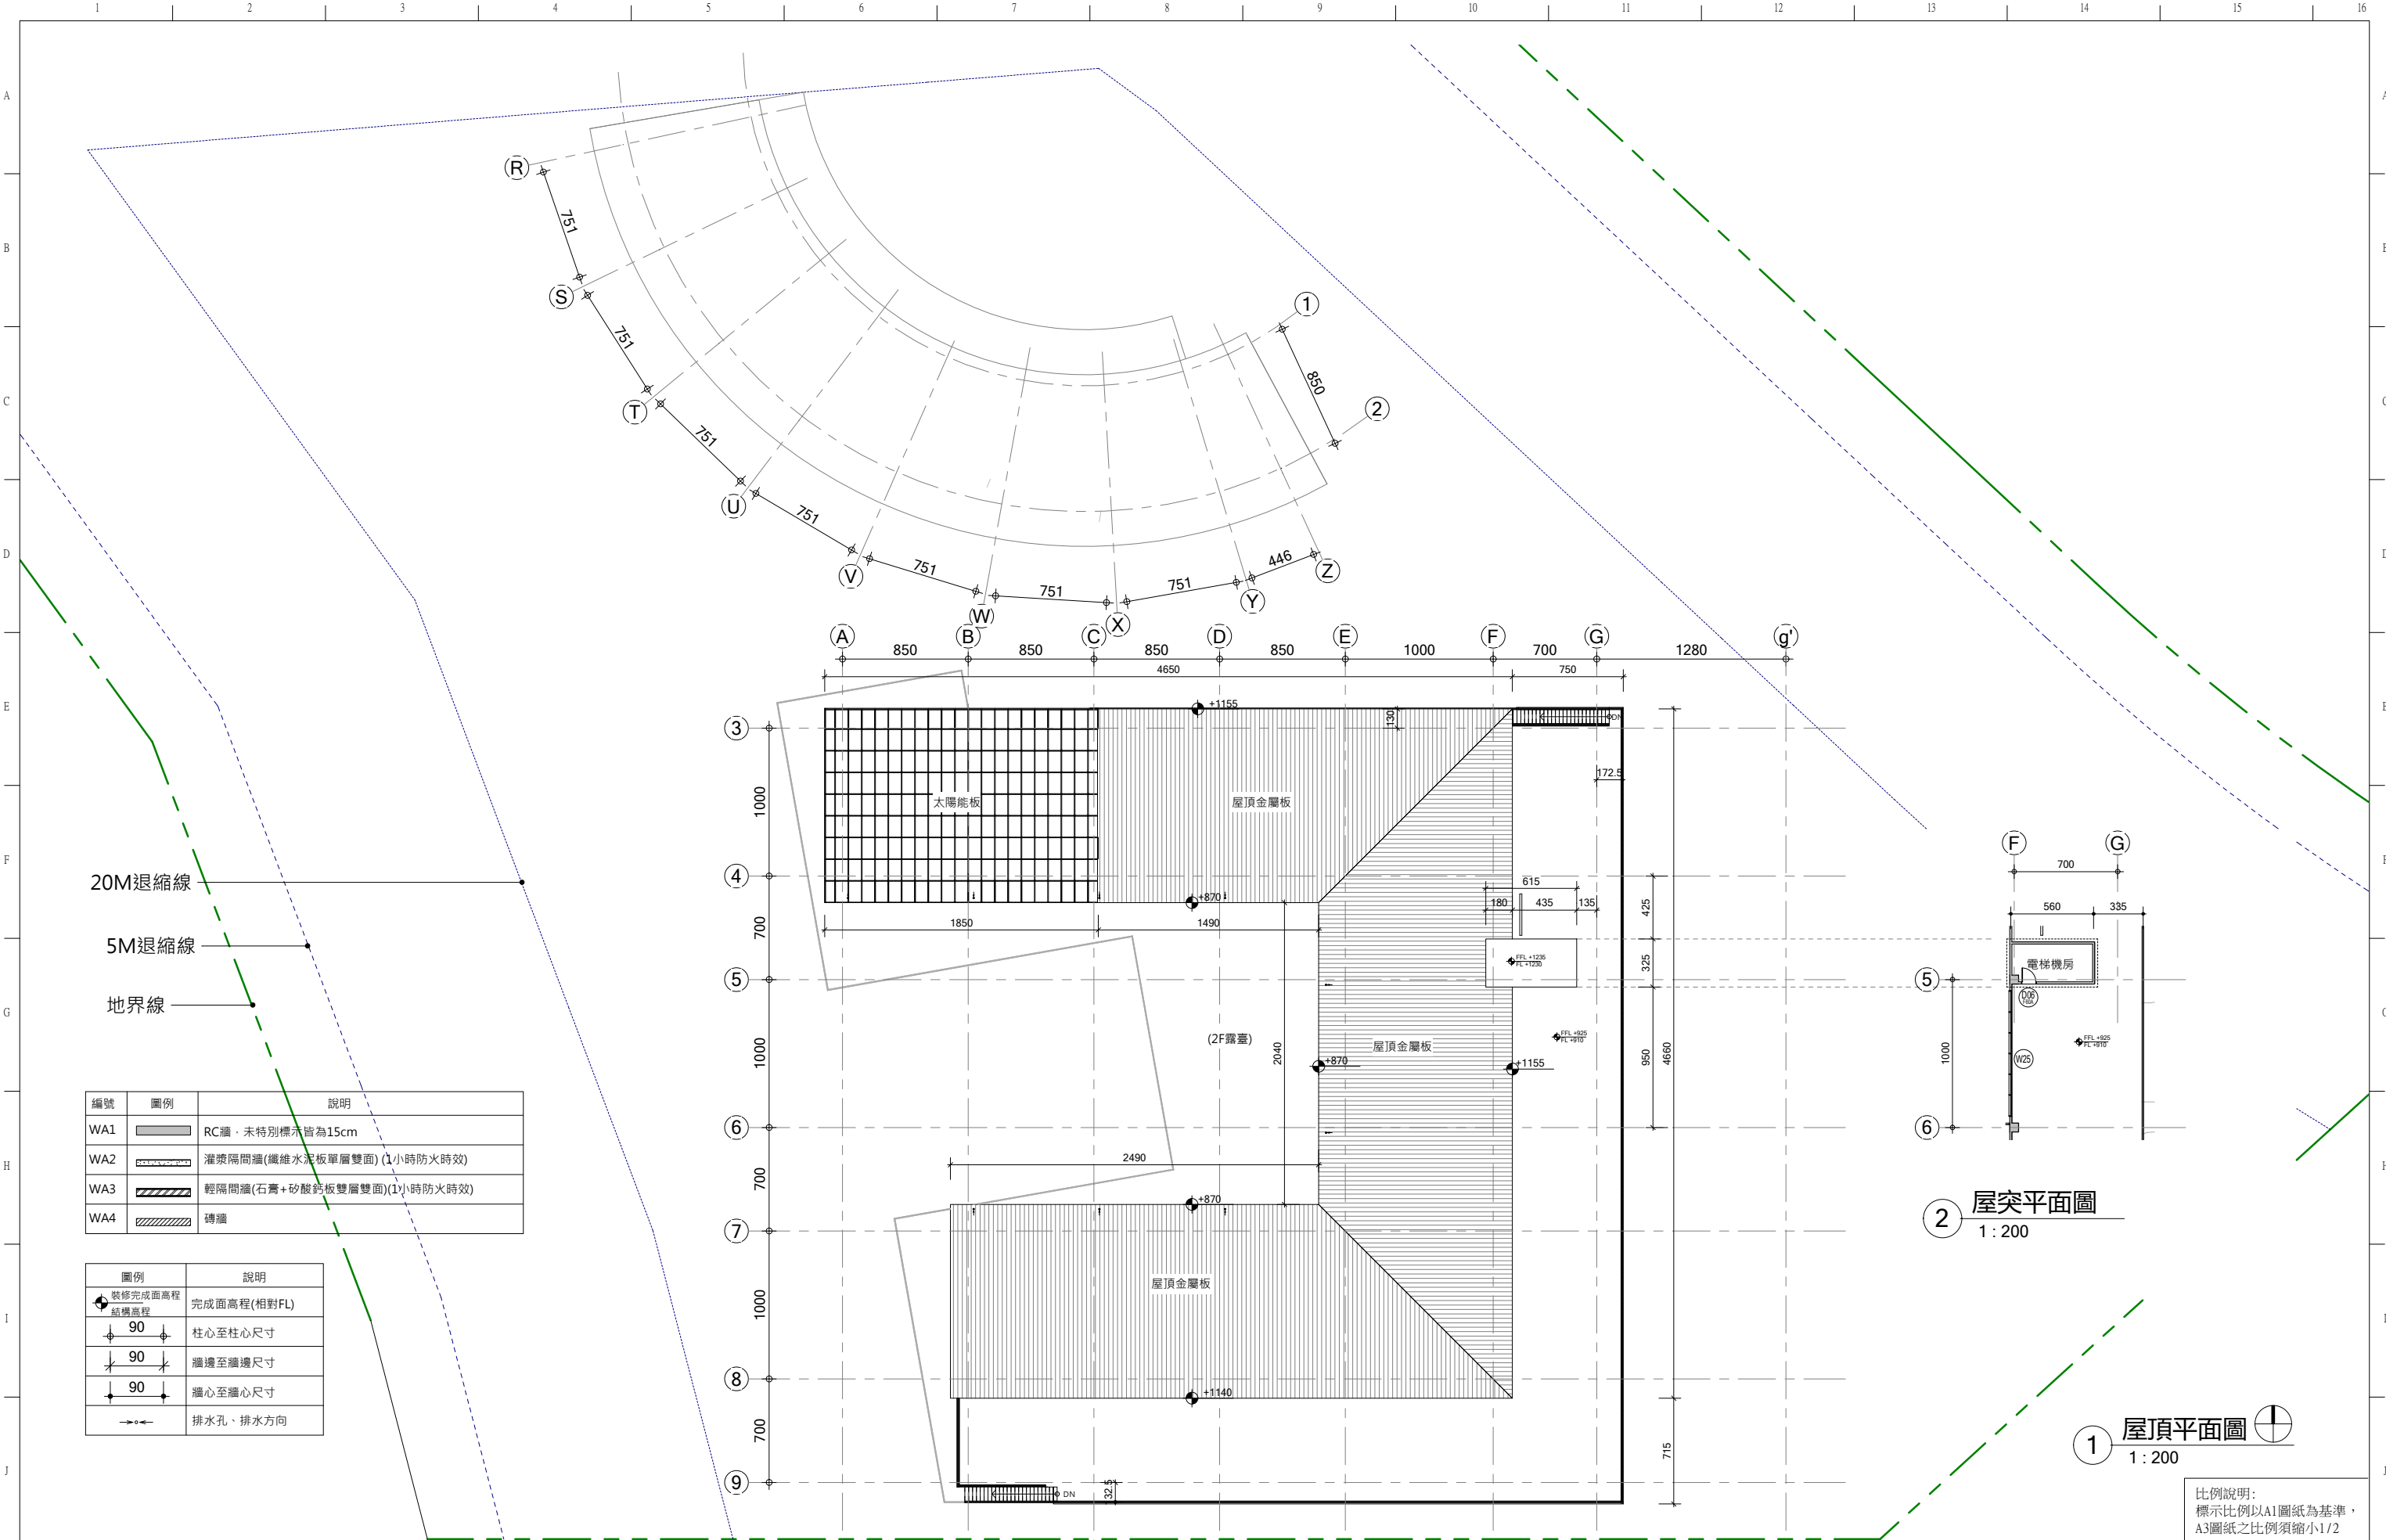

編號	圖例	說明
WA1		RC牆・未特別標示皆為15cm
WA2		灌漿隔間牆(纖維水泥板單層雙面)(1小時防火時效)
WA3		輕隔間牆(石膏+矽酸鈣板雙層雙面)(1小時防火時效)
WA4		磚牆

圖例	說明
	裝修完成面高程
	結構高程
	柱心至柱心尺寸
	牆邊至牆邊尺寸
	牆心至牆心尺寸
	排水孔、排水方向

2 屋突平面圖
1 : 200

1 屋頂平面圖
1 : 200

比例說明：
標示比例以A1圖紙為基準，
A3圖紙之比例須縮小1/2